



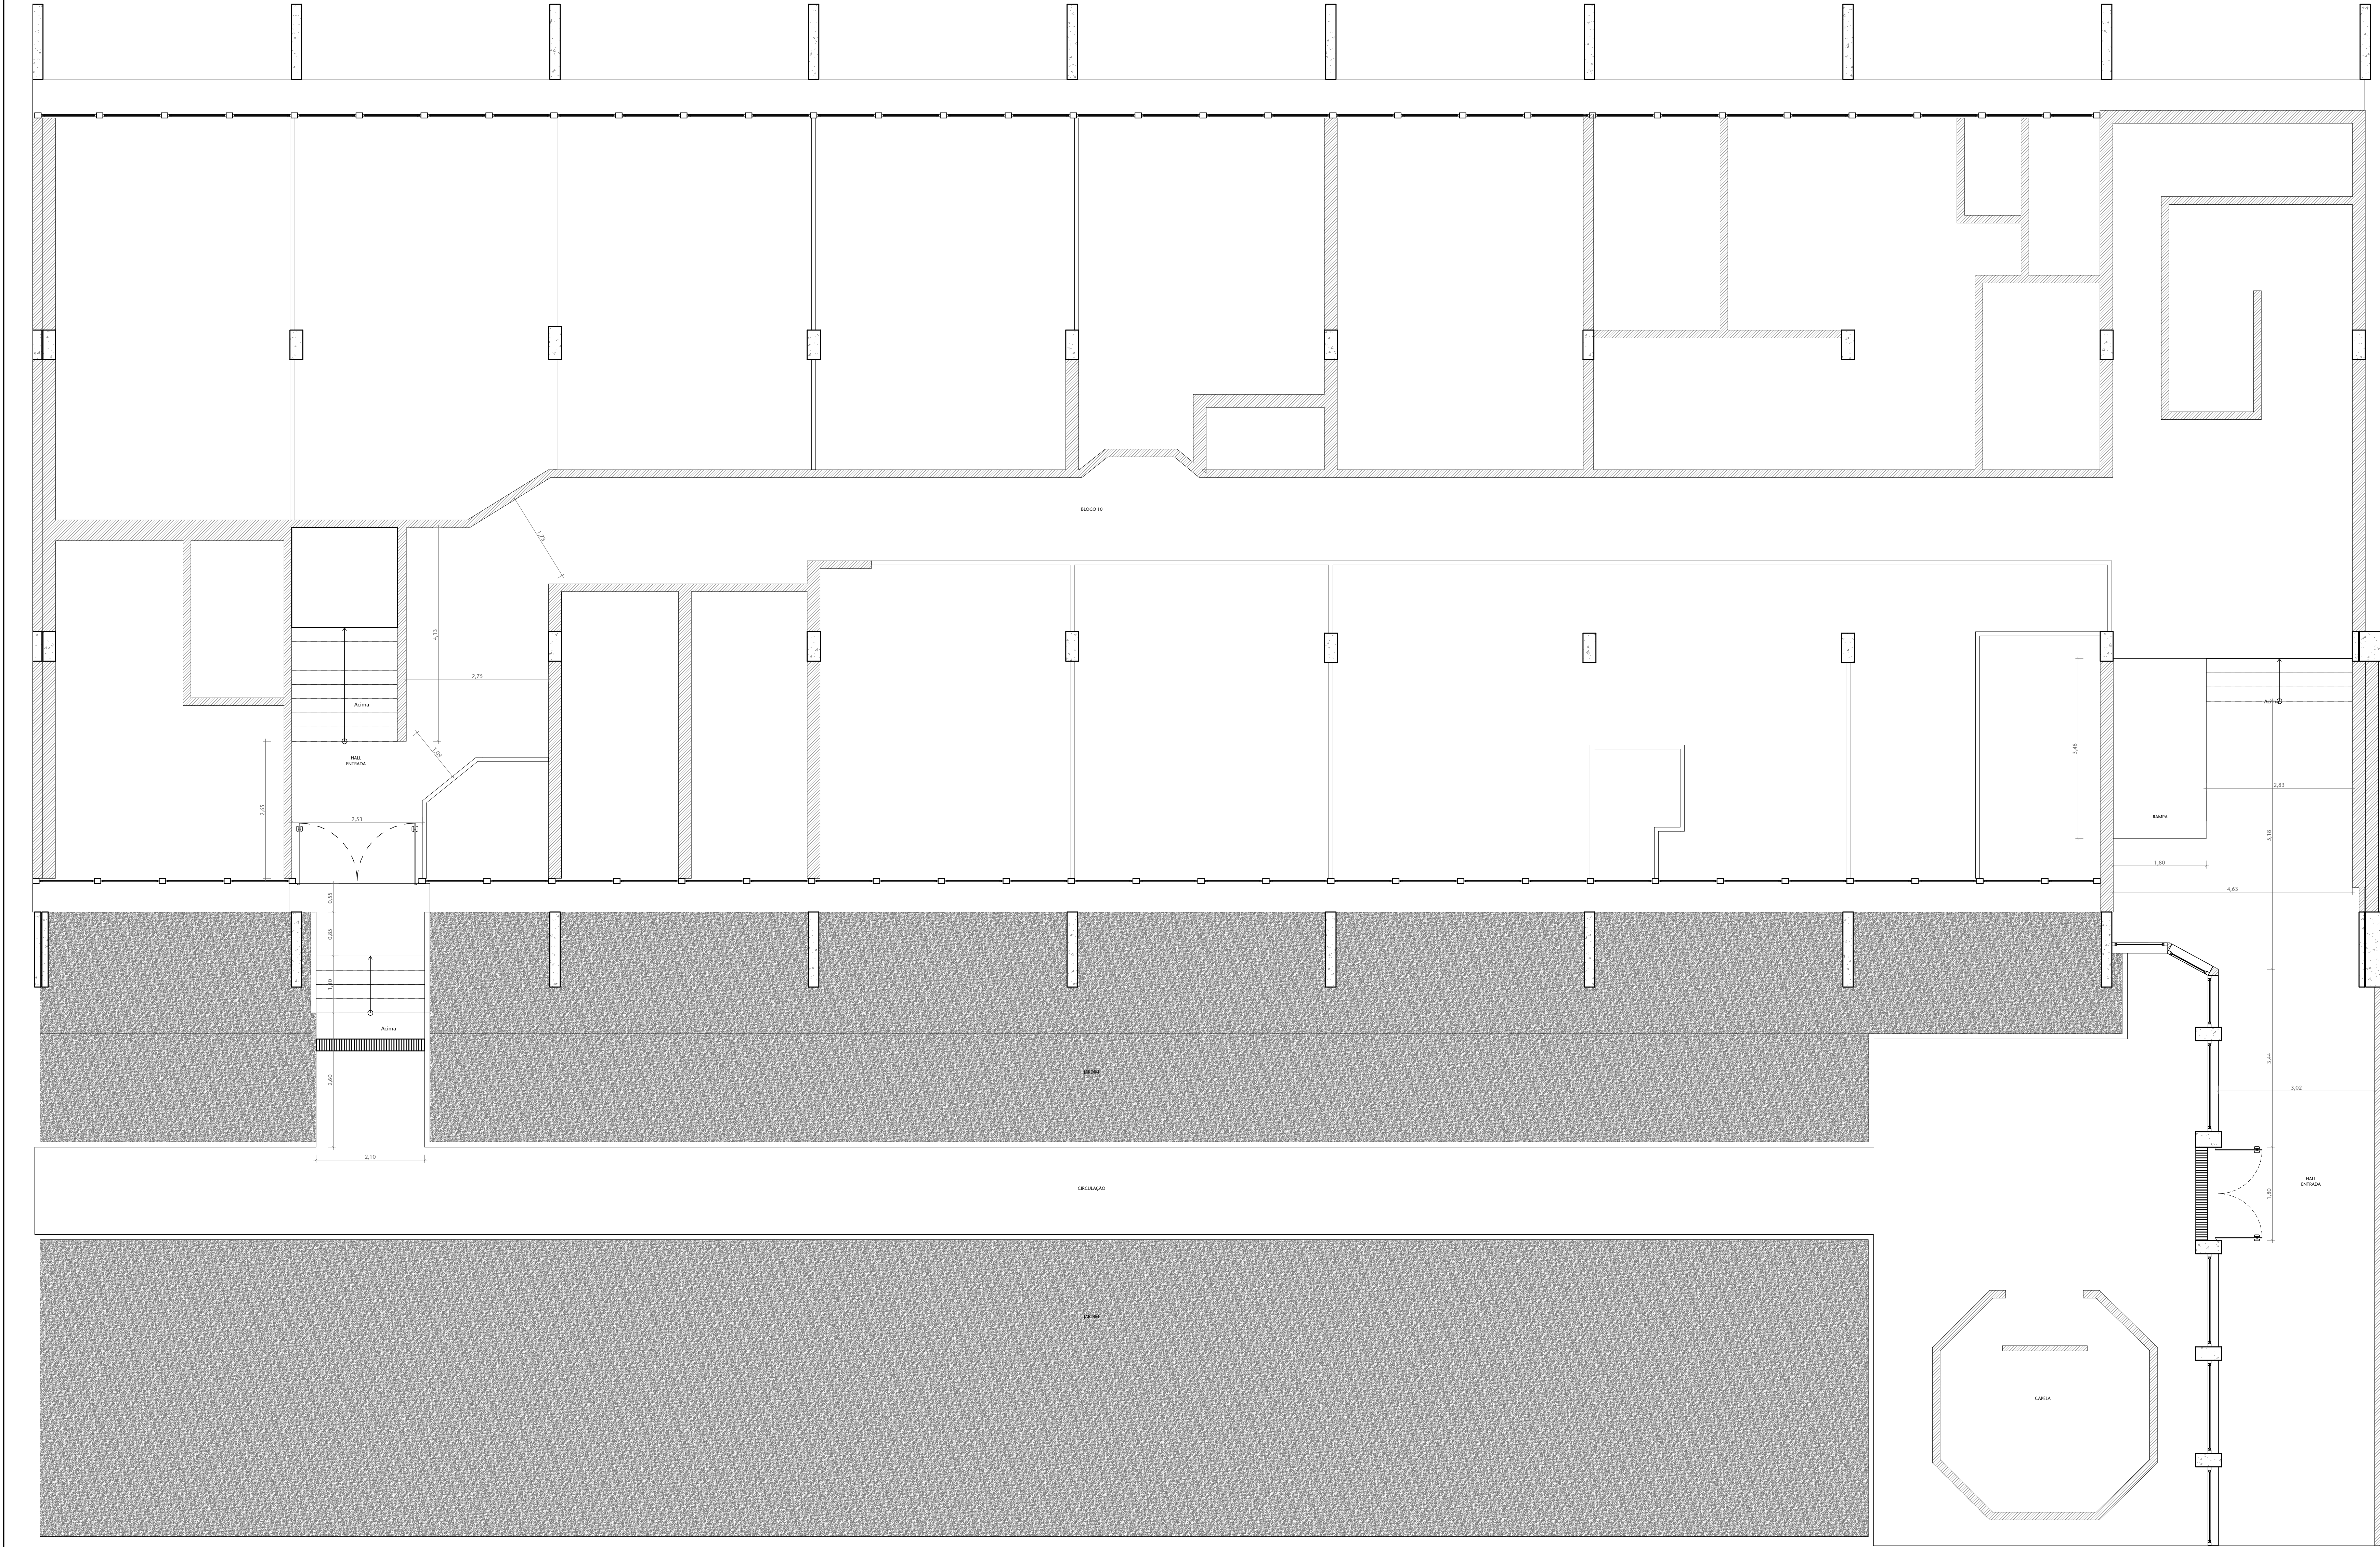


1 PLANTA BAIXA - BL10 - SEM ENTRADAS SECUNDÁRIAS EXISTENTE

ESCALA 1:50

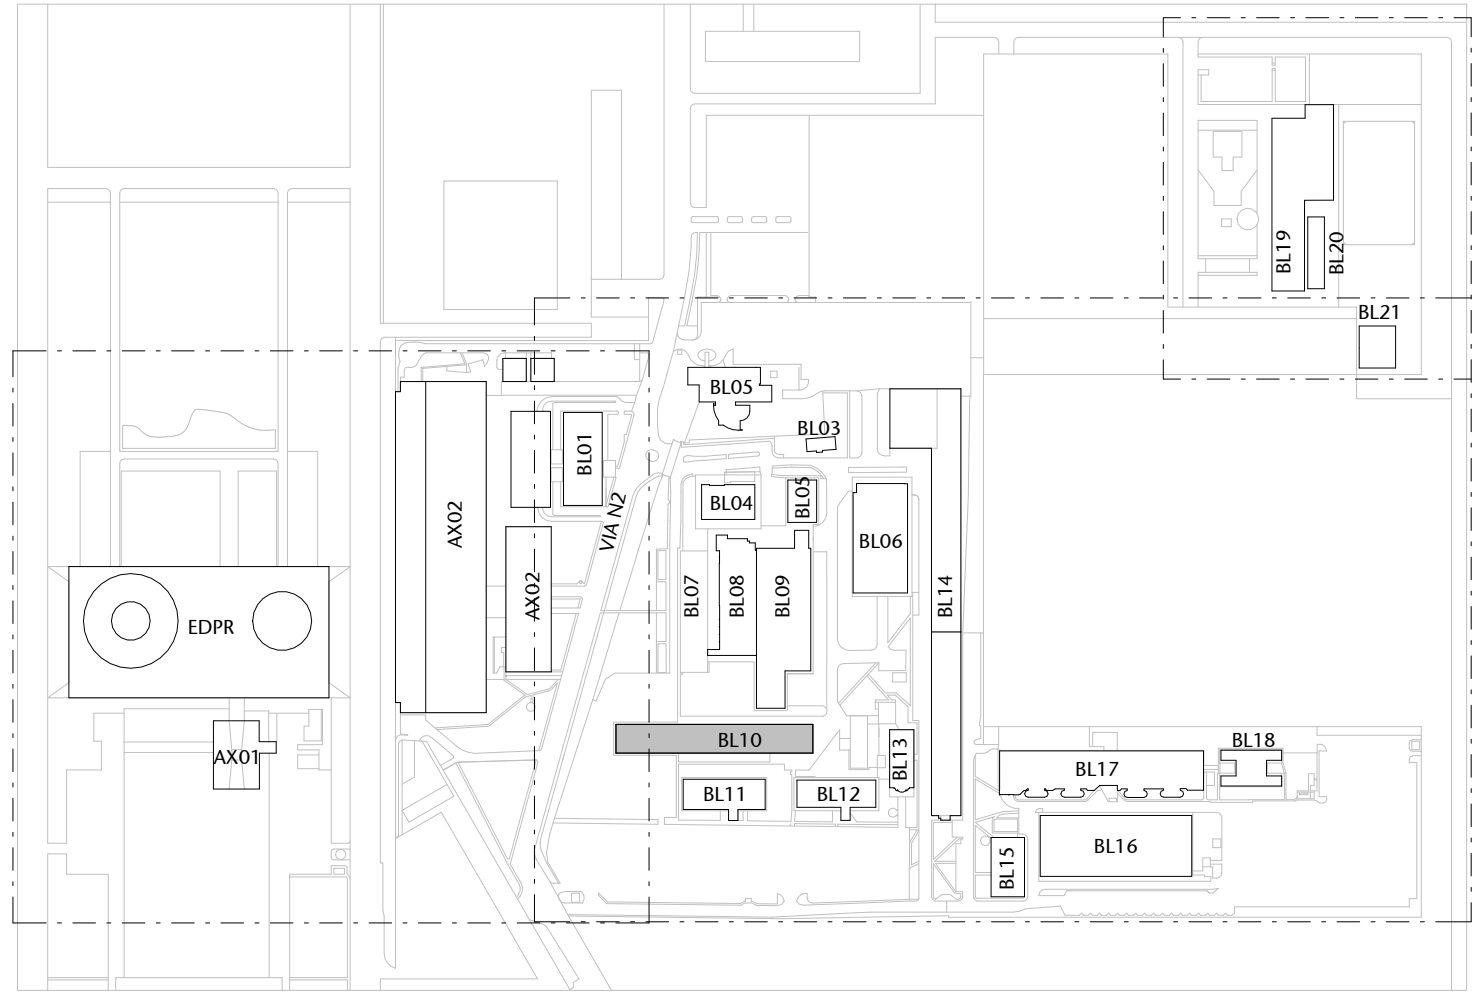

1 PLANTA - SITUAÇÃO - CASF - EDIFÍCIOS

ESCALA 1:1000

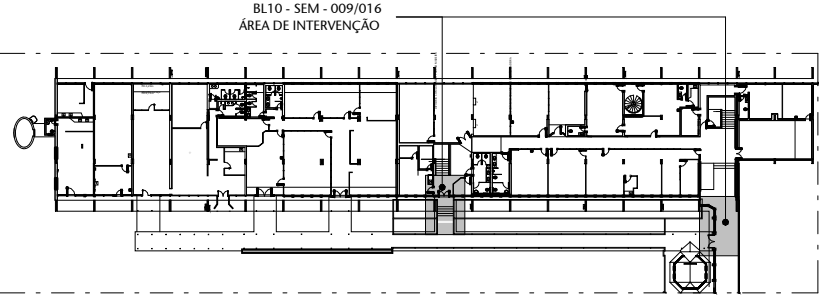

2 PLANTA - LOCALIZAÇÃO - BL10


ESCALA 1:1000

01	REVISÃO 04	AP	26/01/2026	EDSON
00	EMIÇÃO INICIAL	AP	01/09/2025	EDSON
00	CONTROLE DE EMISSÃO DE DESENHOS	FASE	DATA	REVISOR

SENADO FEDERAL				
SECRETARIA DE INFRAESTRUTURA				
COORDENAÇÃO DE PROJETOS E REFORMAS				


CÓDIGO		PROJETO		TÍTULO DA PRINCIPAL	
00000000		INSTALAÇÃO CATRACAS CASF		EXISTENTE	

COORDENADOR		PROJETO		TÍTULO DA PRINCIPAL	
EDSON		INSTALAÇÃO CATRACAS CASF		EXISTENTE	

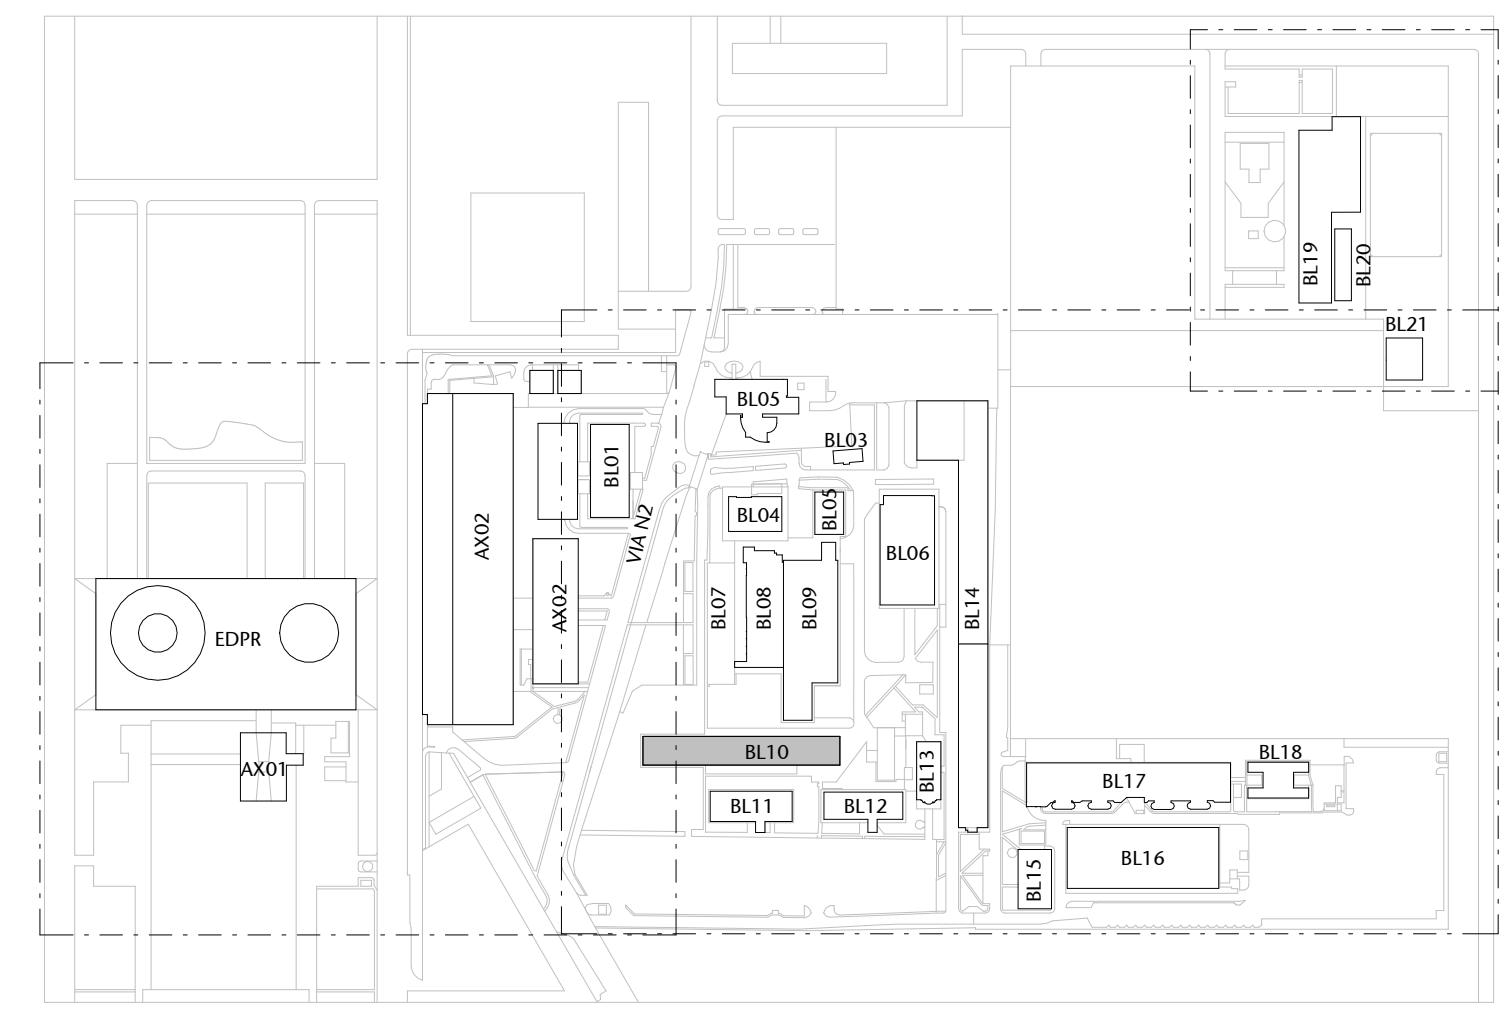

2 PLANTA - LOCALIZAÇÃO - BL10
ESCALA: 1:1000


ESCALA 1:50

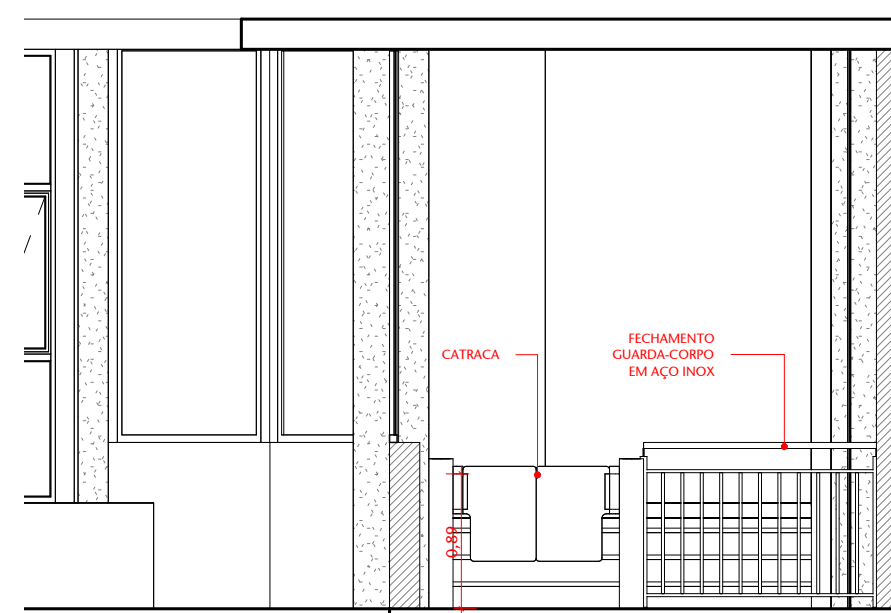

2 VISTA 01
ESCALA 1 : 50

3 VISTA 0.
ESCALA 1:50

4 VISTA C
ESCALA 1 : 5

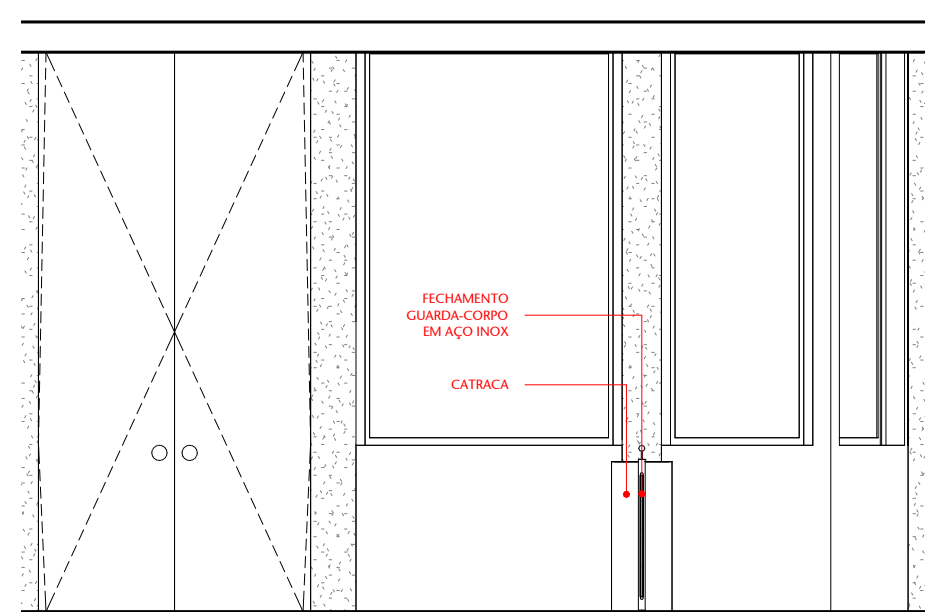


5 VISTA C
ESCALA 1 : 50


OBS.: CONFERRIR MEDIDAS NO LOCAL.

SENADO FEDERAL
SECRETARIA DE INFRAESTRUTURA
COORDENAÇÃO DE PROJETOS E REFORMAS

ORGÃO DEMONSTRANTE				LOCAL	
SECRETARIA DE POLÍCIA DO SENADO FEDERAL				BLT - SEM - 009/016	
COORD.: CRISTIANO	CHEFE DE SEÇÃO: CASTRO	RM 411198/ SAEP:	PROJETO INSTALAÇÃO CATRACAS CASF		FASE: PROJETO BÁSICO
ARQUITETO: EQUUN	DESENHO: CLAYTON	DATA: 24/04/2006	TÍTULO DA PRONCHA: PROPOSTA		ESCALA: Como indicado
					Nº PRONCHA: AR 02

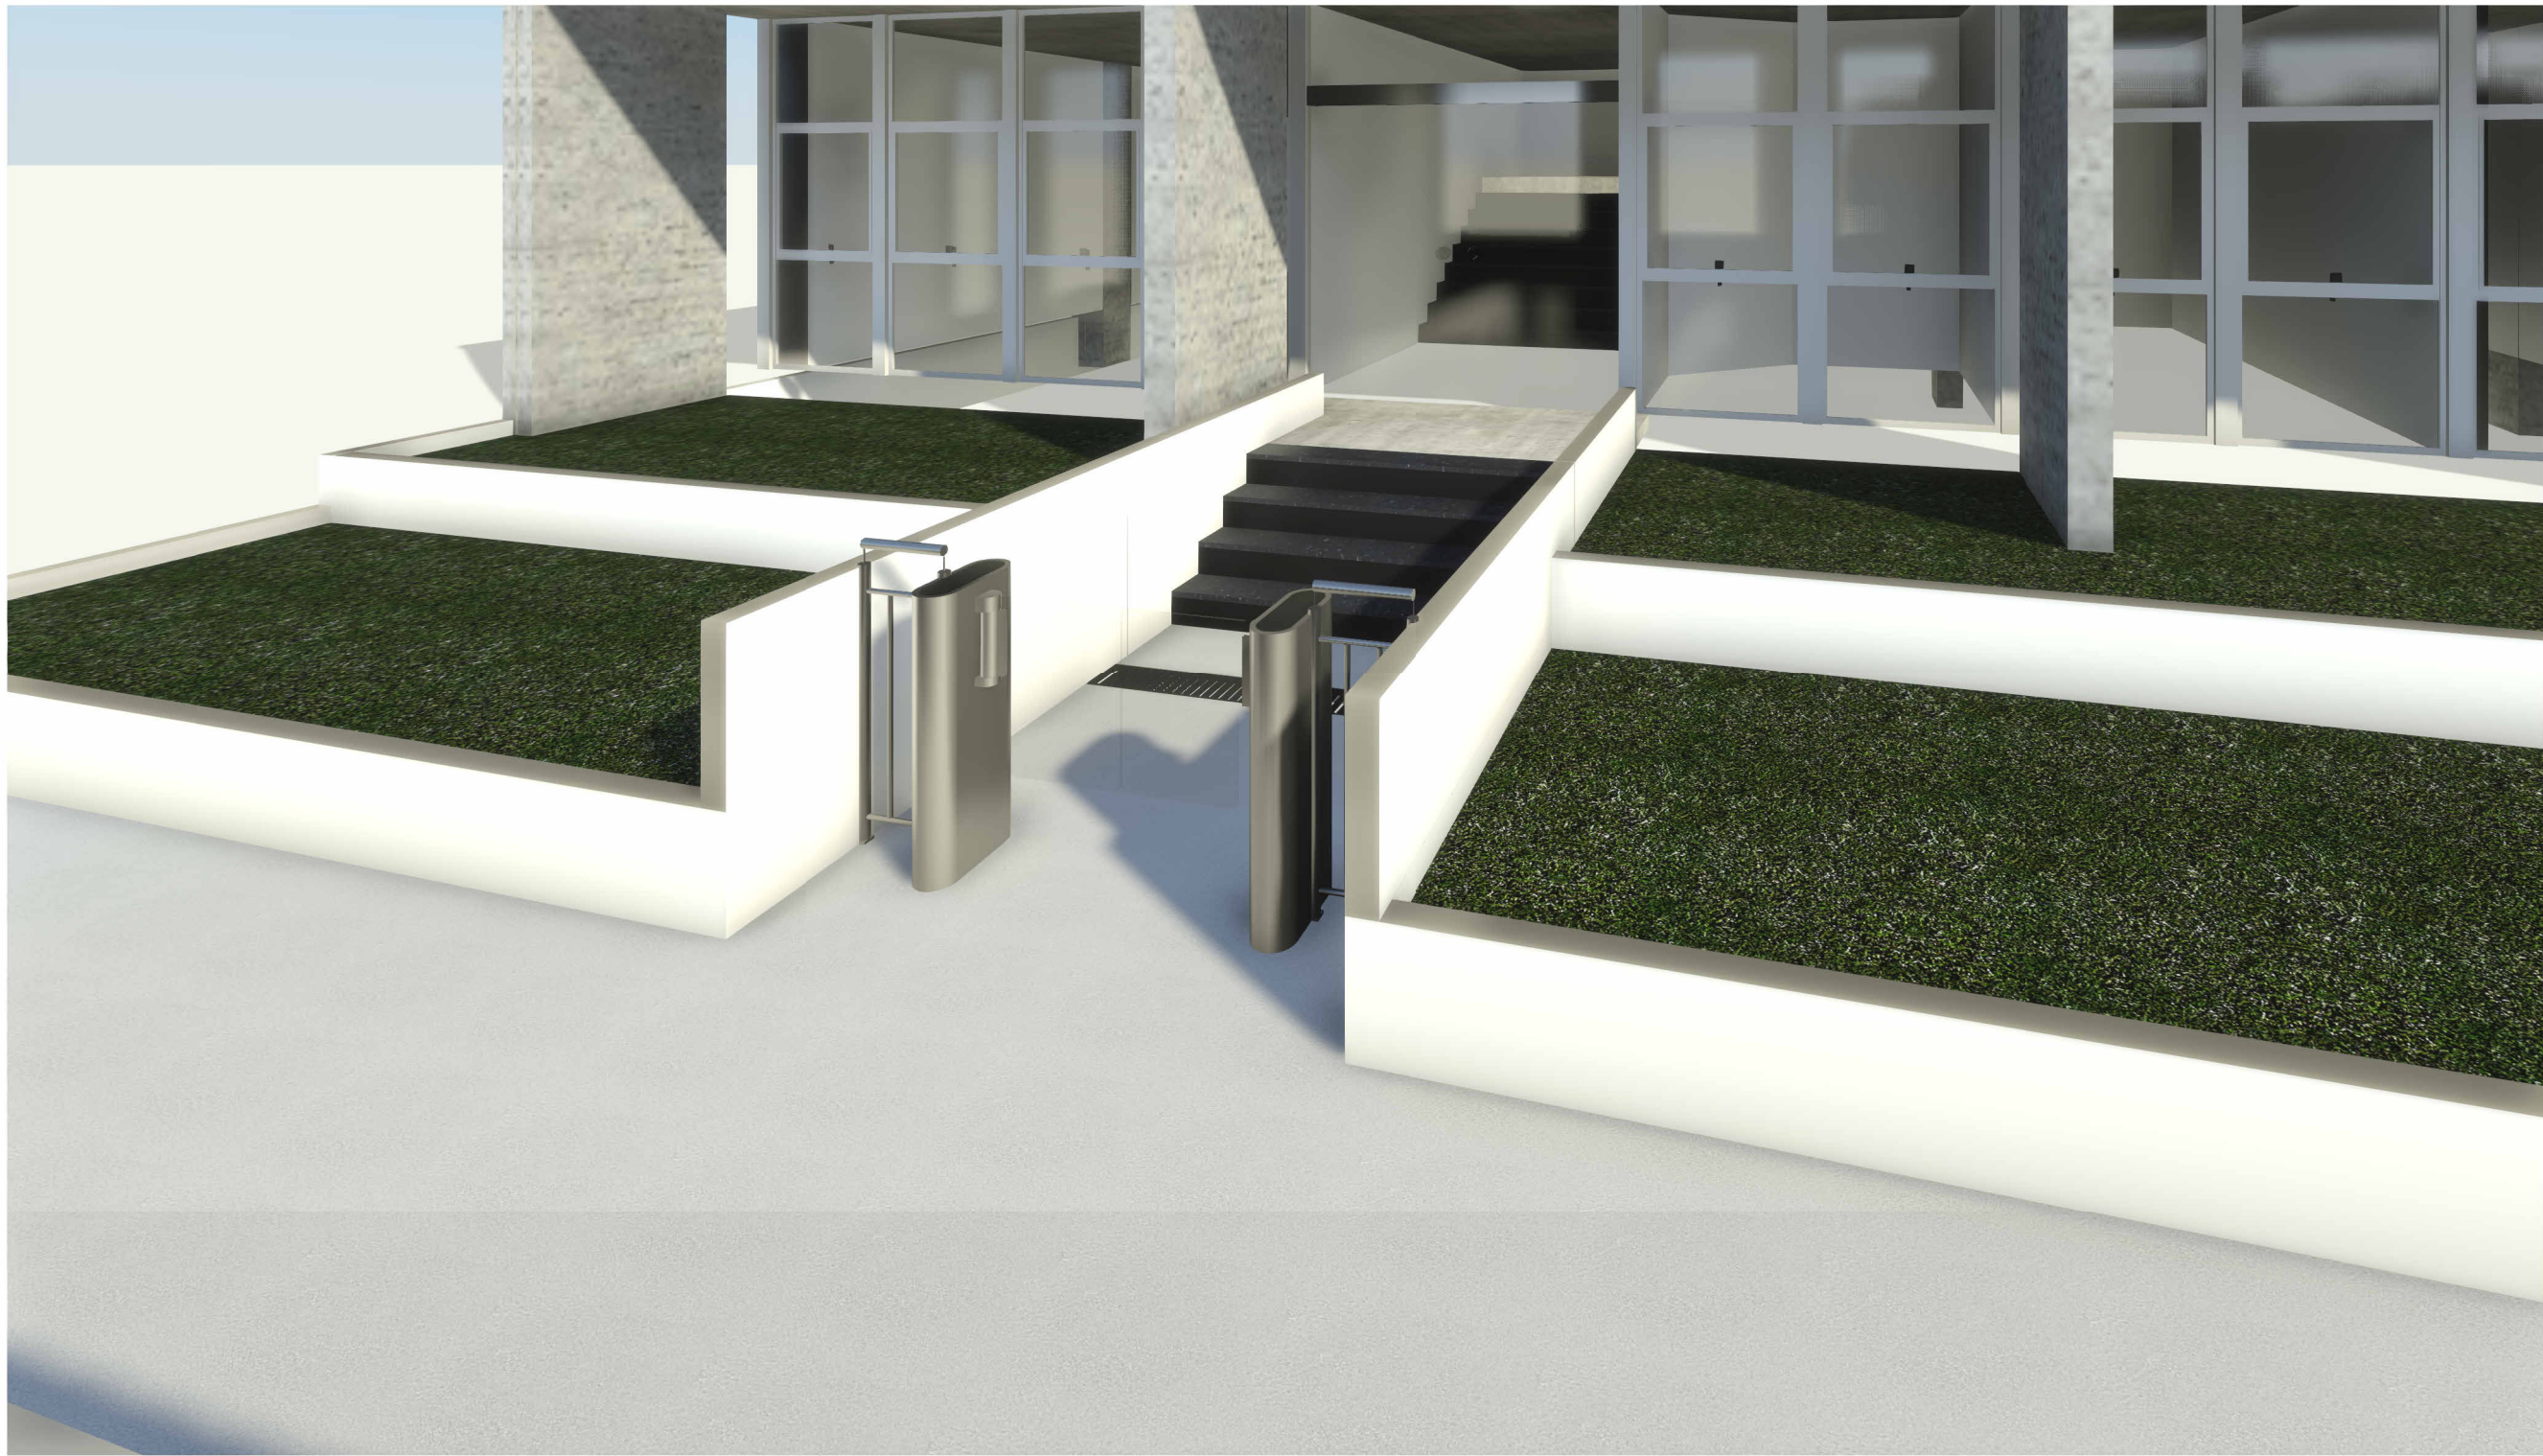


1 IMAGEM 01
ESCALA

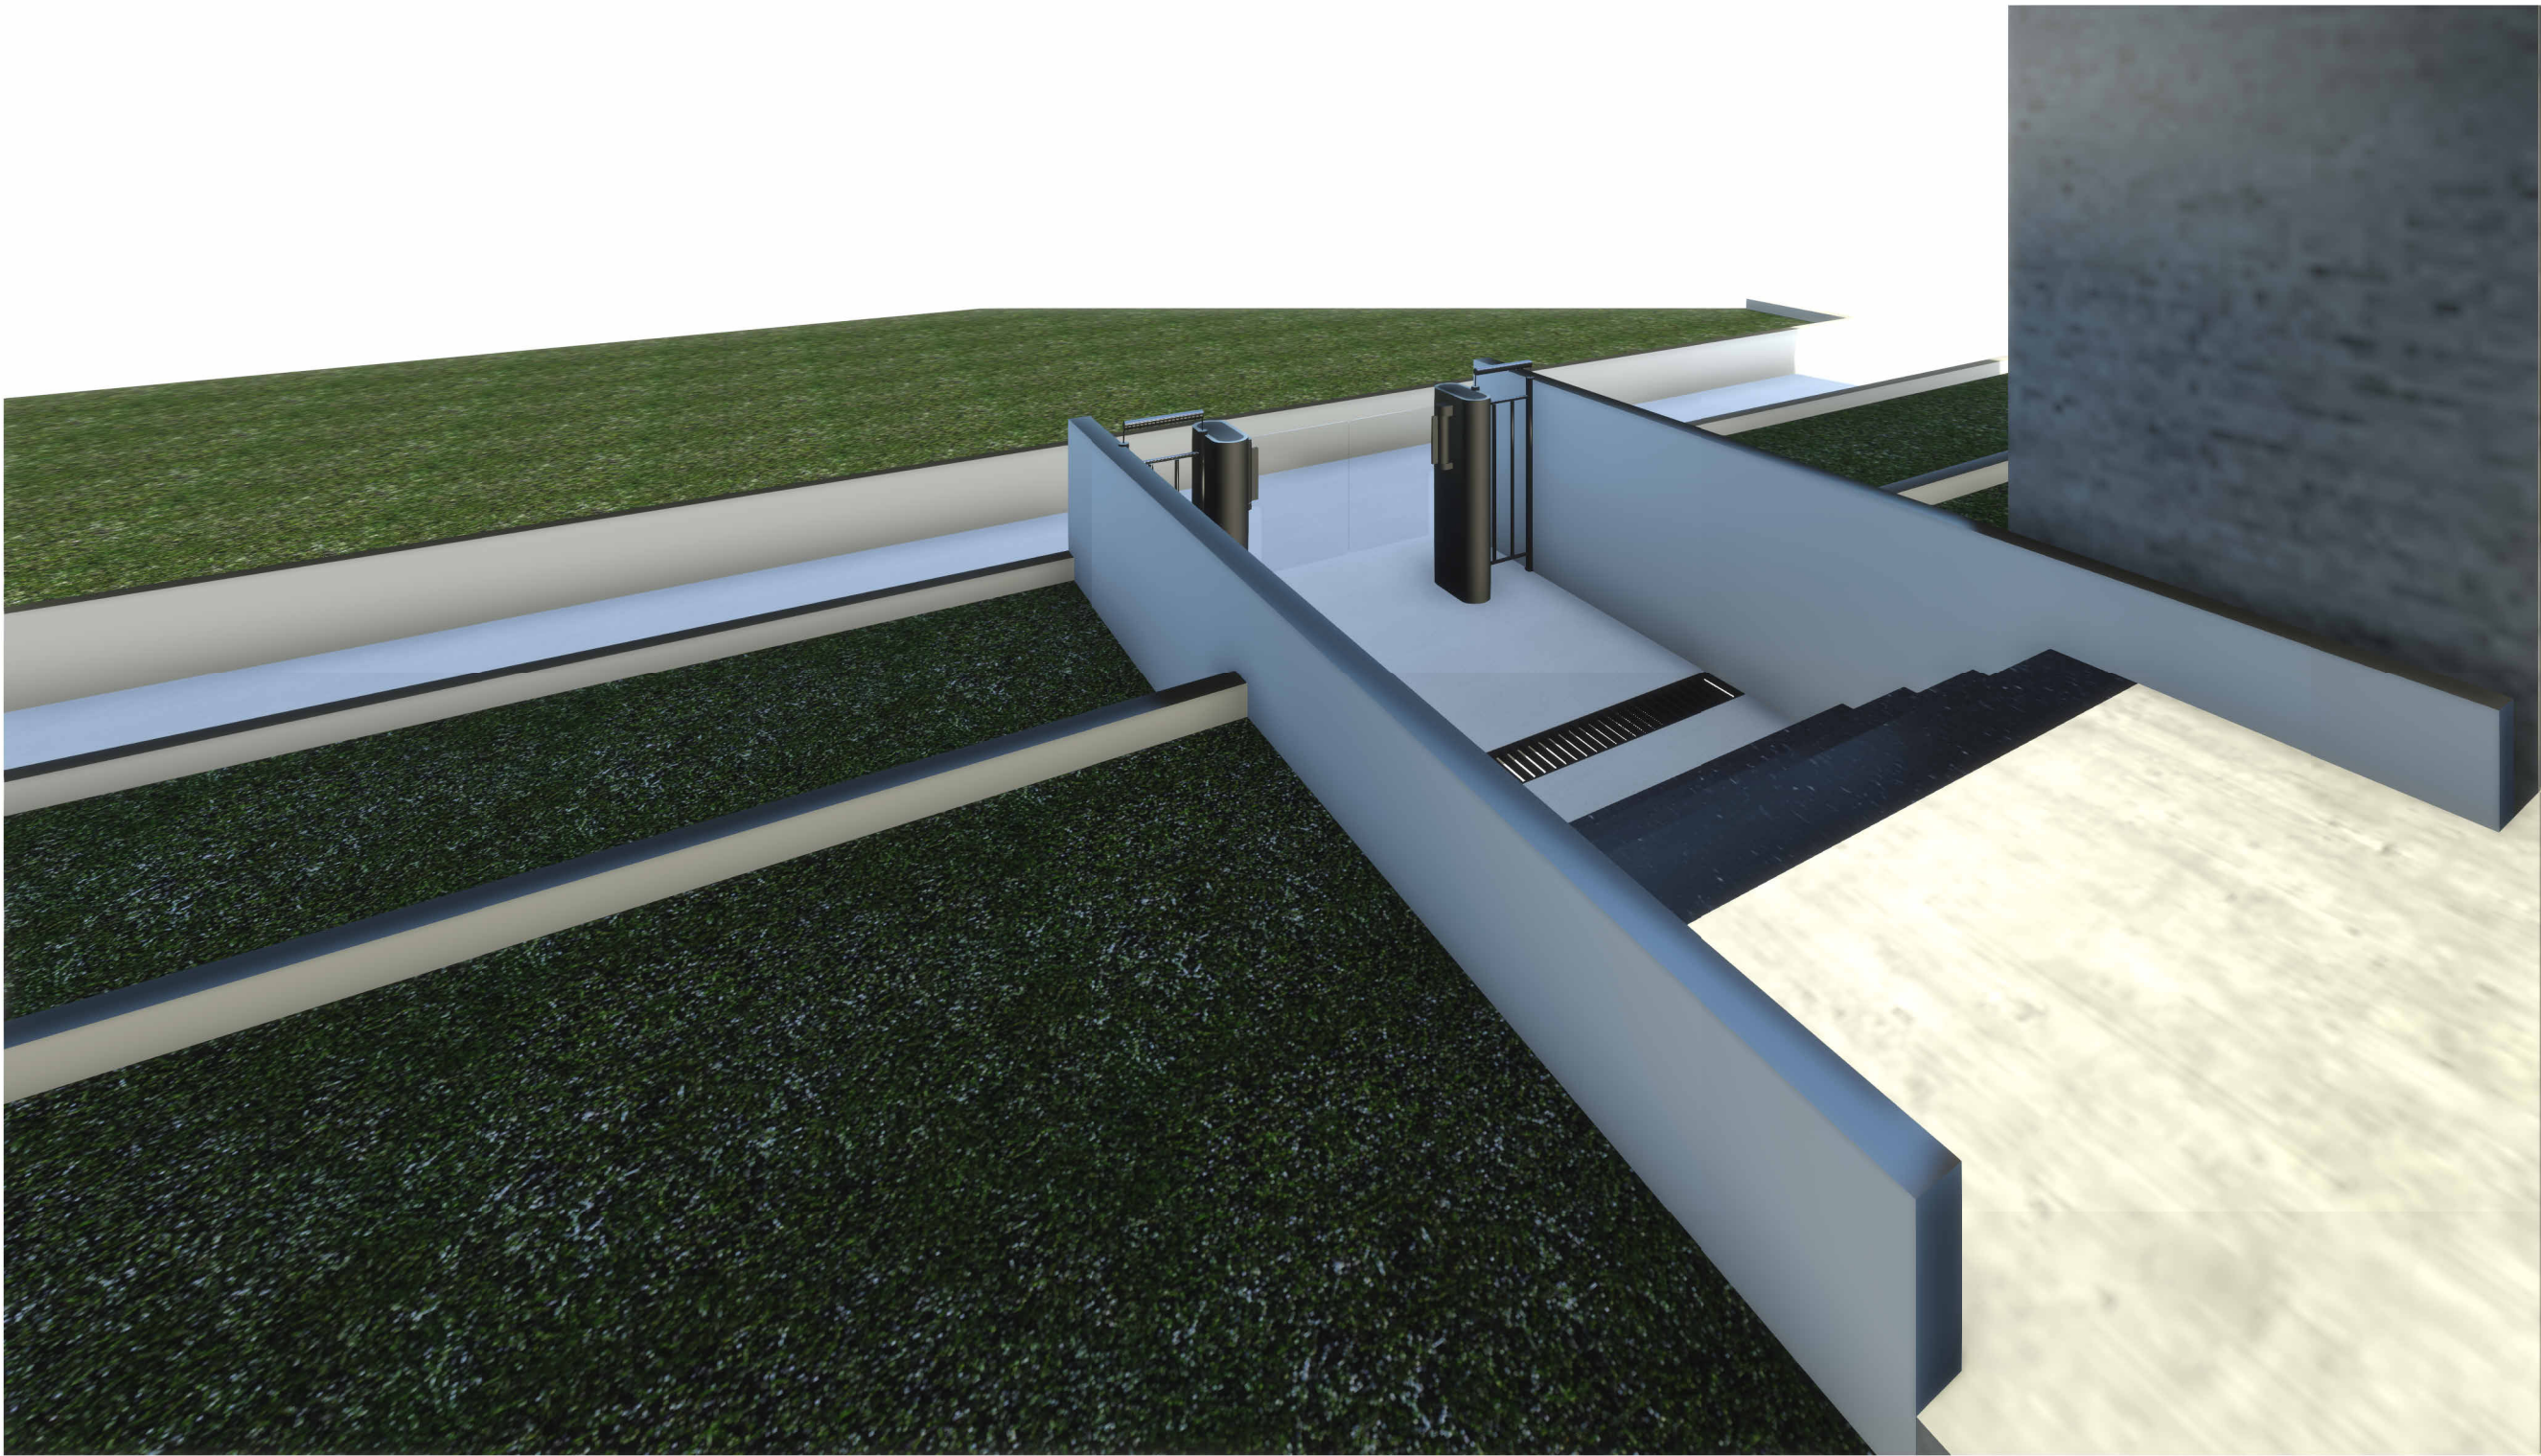

2 IMAGEM 02
ESCALA



3 IMAGEM 03
ESCALA

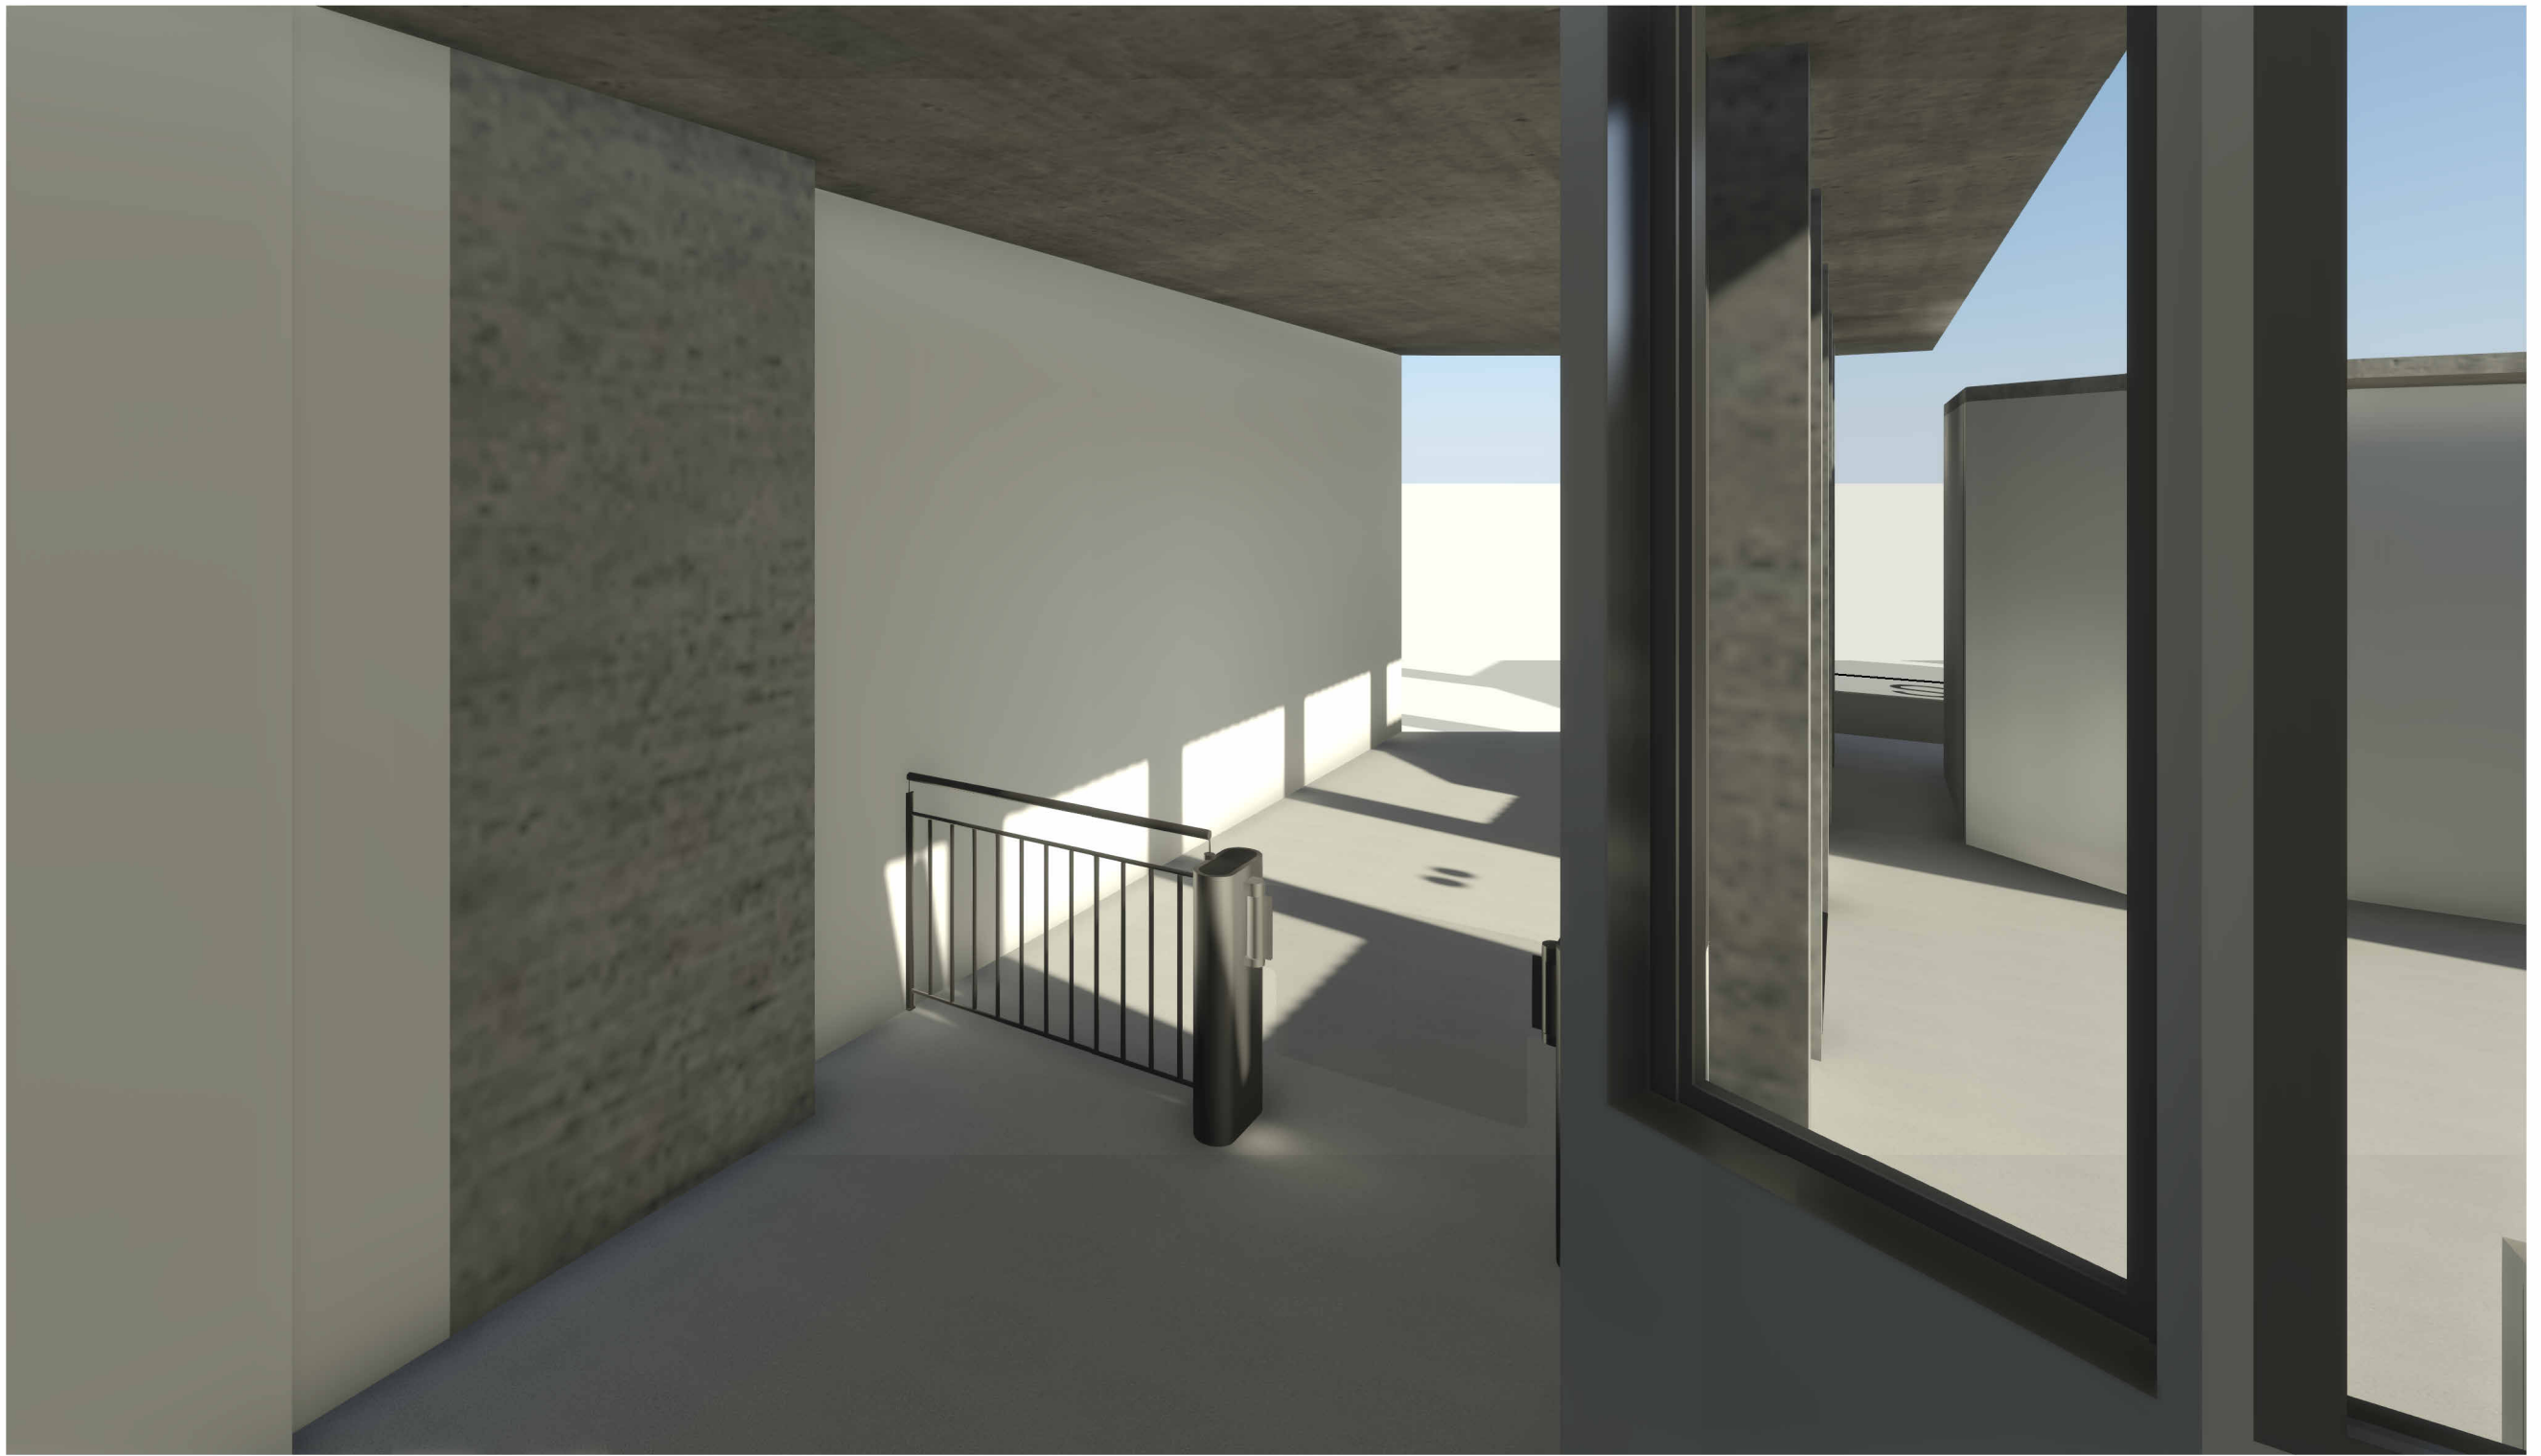

4 IMAGEM 04
ESCALA

OBS.: CONFERIR MEDIDAS NO LOCAL.

01	REVISÃO 04	AP	26/01/2026	EDSON
00	EMIÇÃO INICIAL	AP	01/09/2025	EDSON
Nº	CONTROLE DE EMISSÃO DE DESENHOS	FASE	DATA	REVISOR
SENADO FEDERAL SECRETARIA DE INFRAESTRUTURA COORDENAÇÃO DE PROJETOS E REFORMAS				
ÓRGÃO DEMANDANTE: SECRETARIA DE POLÍCIA DO SENADO FEDERAL			LOCAL: BL10 - SEM - 009/016	
COORD. CRISTIANO	CHEFE DE SEÇÃO CASTRO	RM: 4172387 SAEF:	PROJETO: INSTALAÇÃO CATRACAS CASF	Nº PRANCHA: PROJETO BÁSICO ARQ 03/ 3
ARQUITETO: EDSON	DESENHO: CLAYTON	DATA: 24/04/2026	TÍTULO DA PRANCHA: PERSPECTIVAS	ESCALA: 1:100