




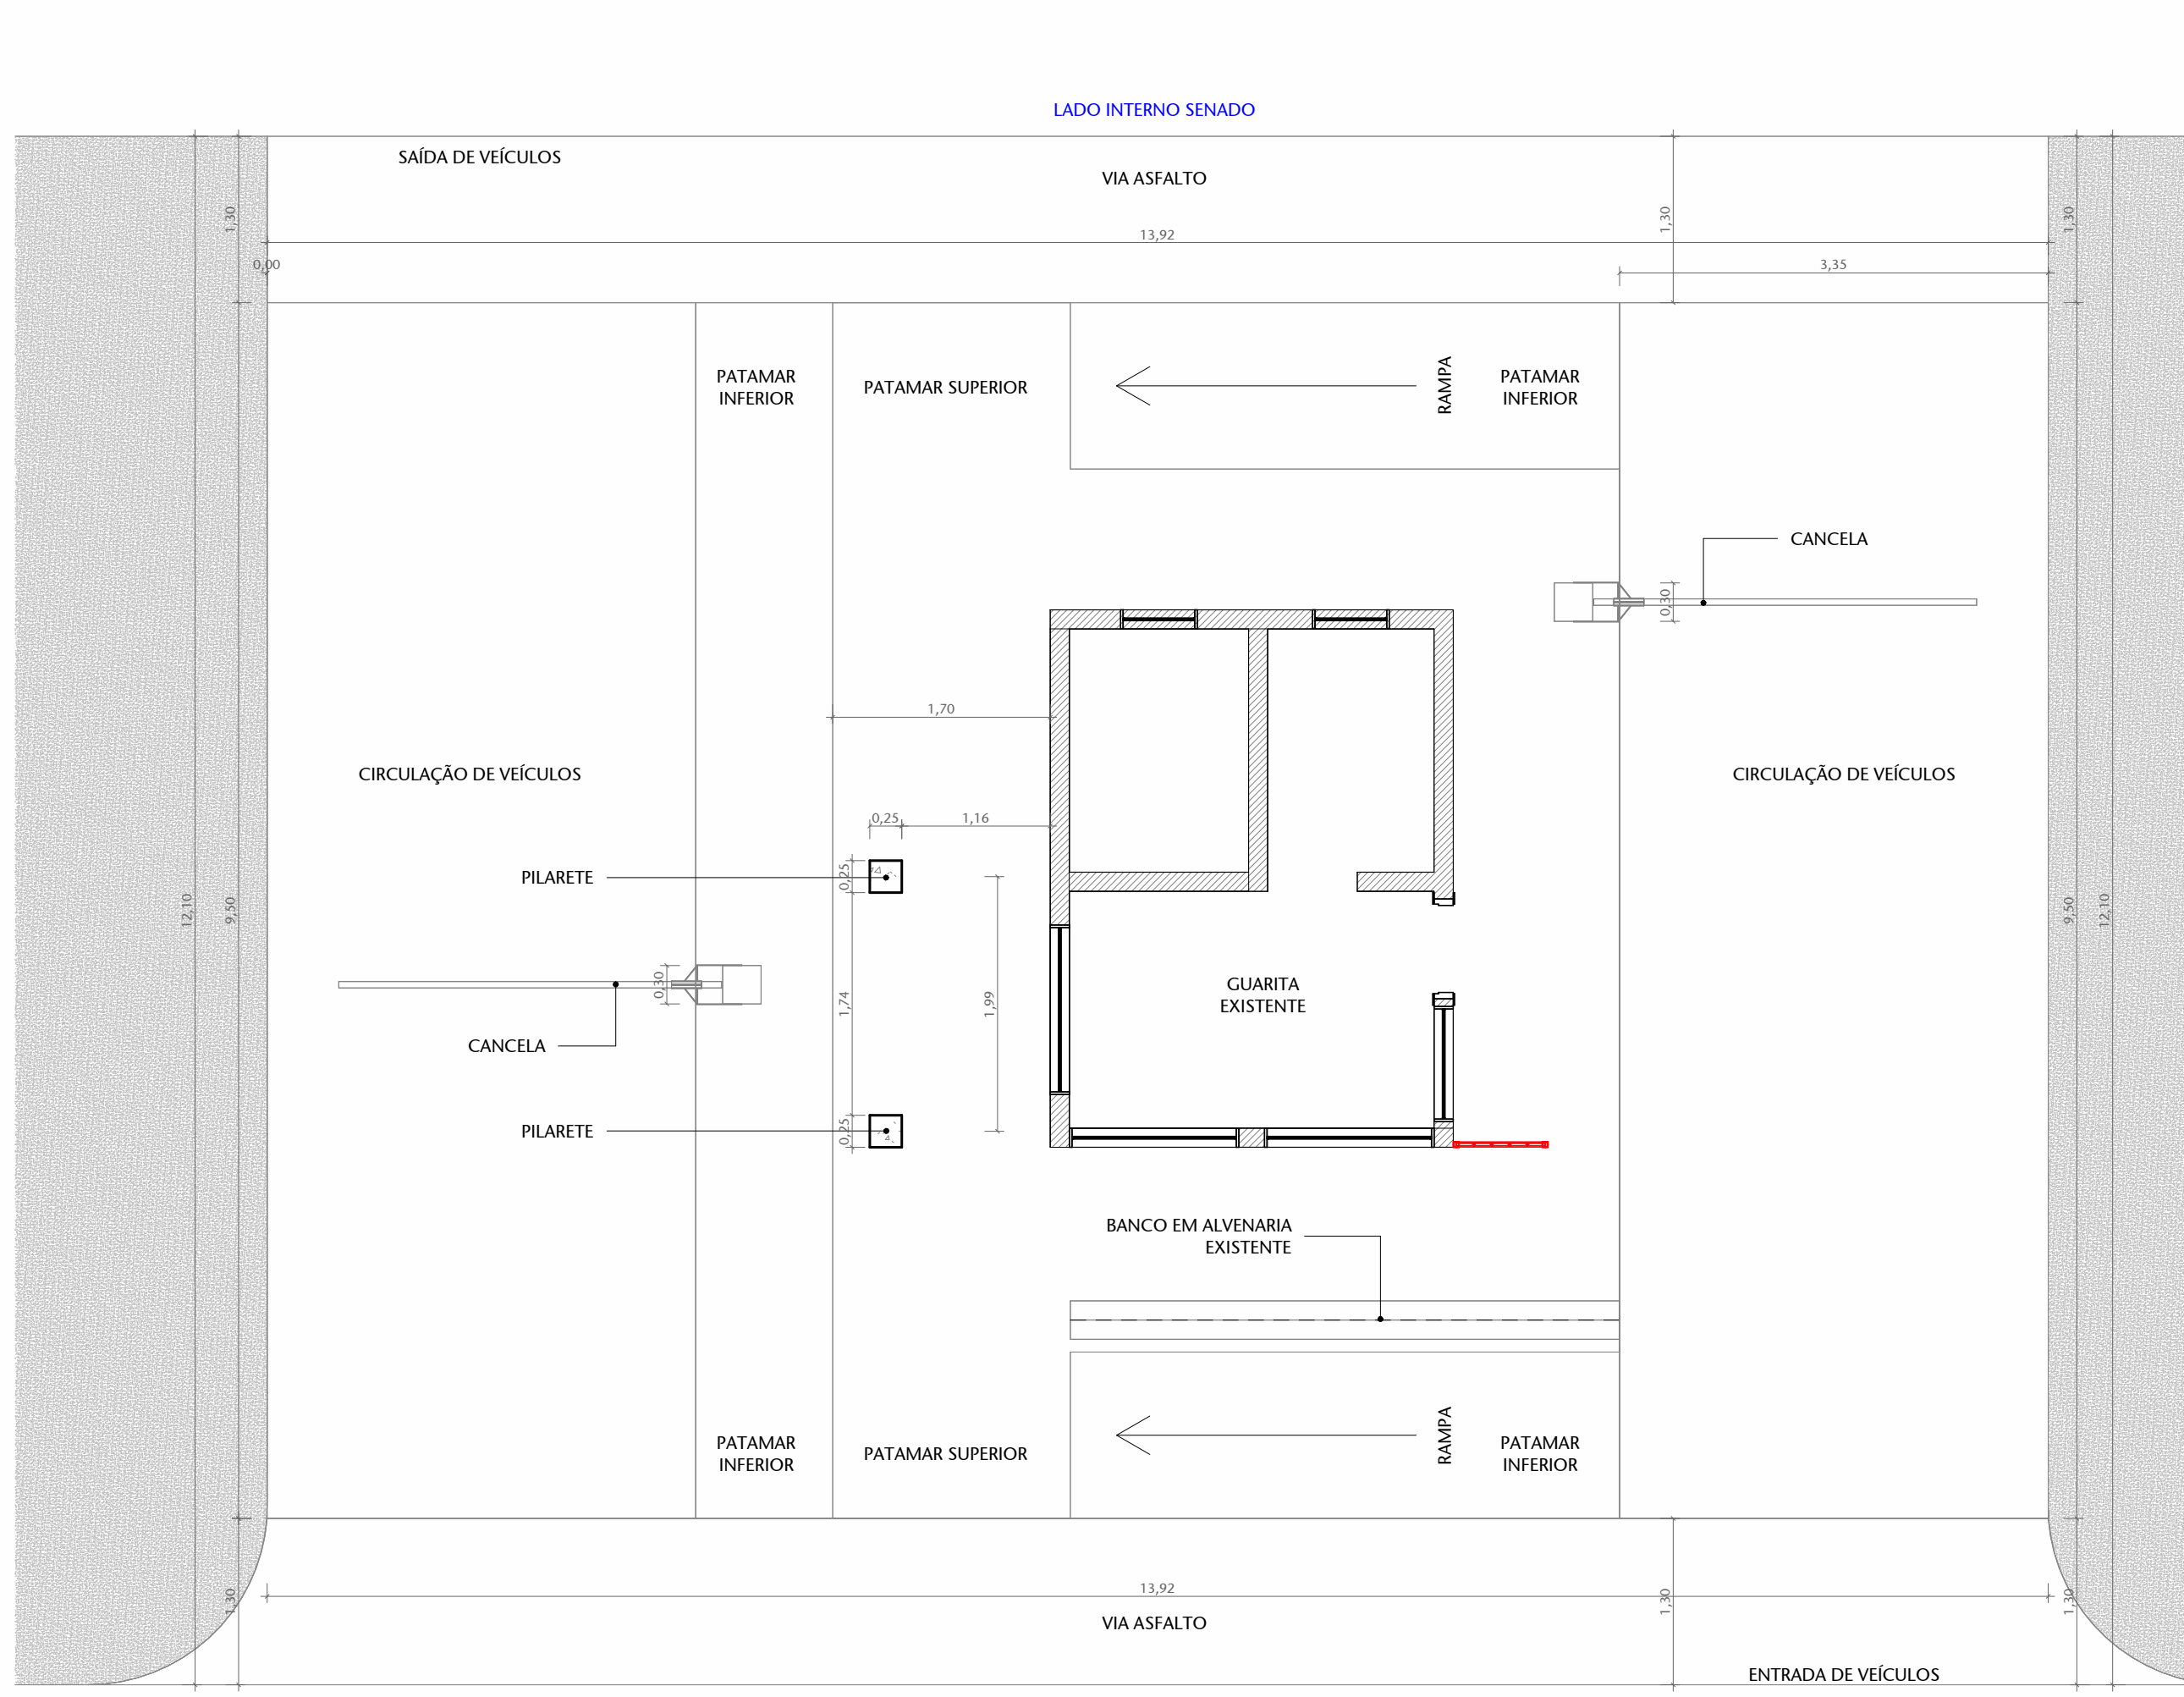


2 PLANTA BAIXA - V101 - TER - ENTRADA SEGRAF - EXISTENTE
ESCALA 1:50

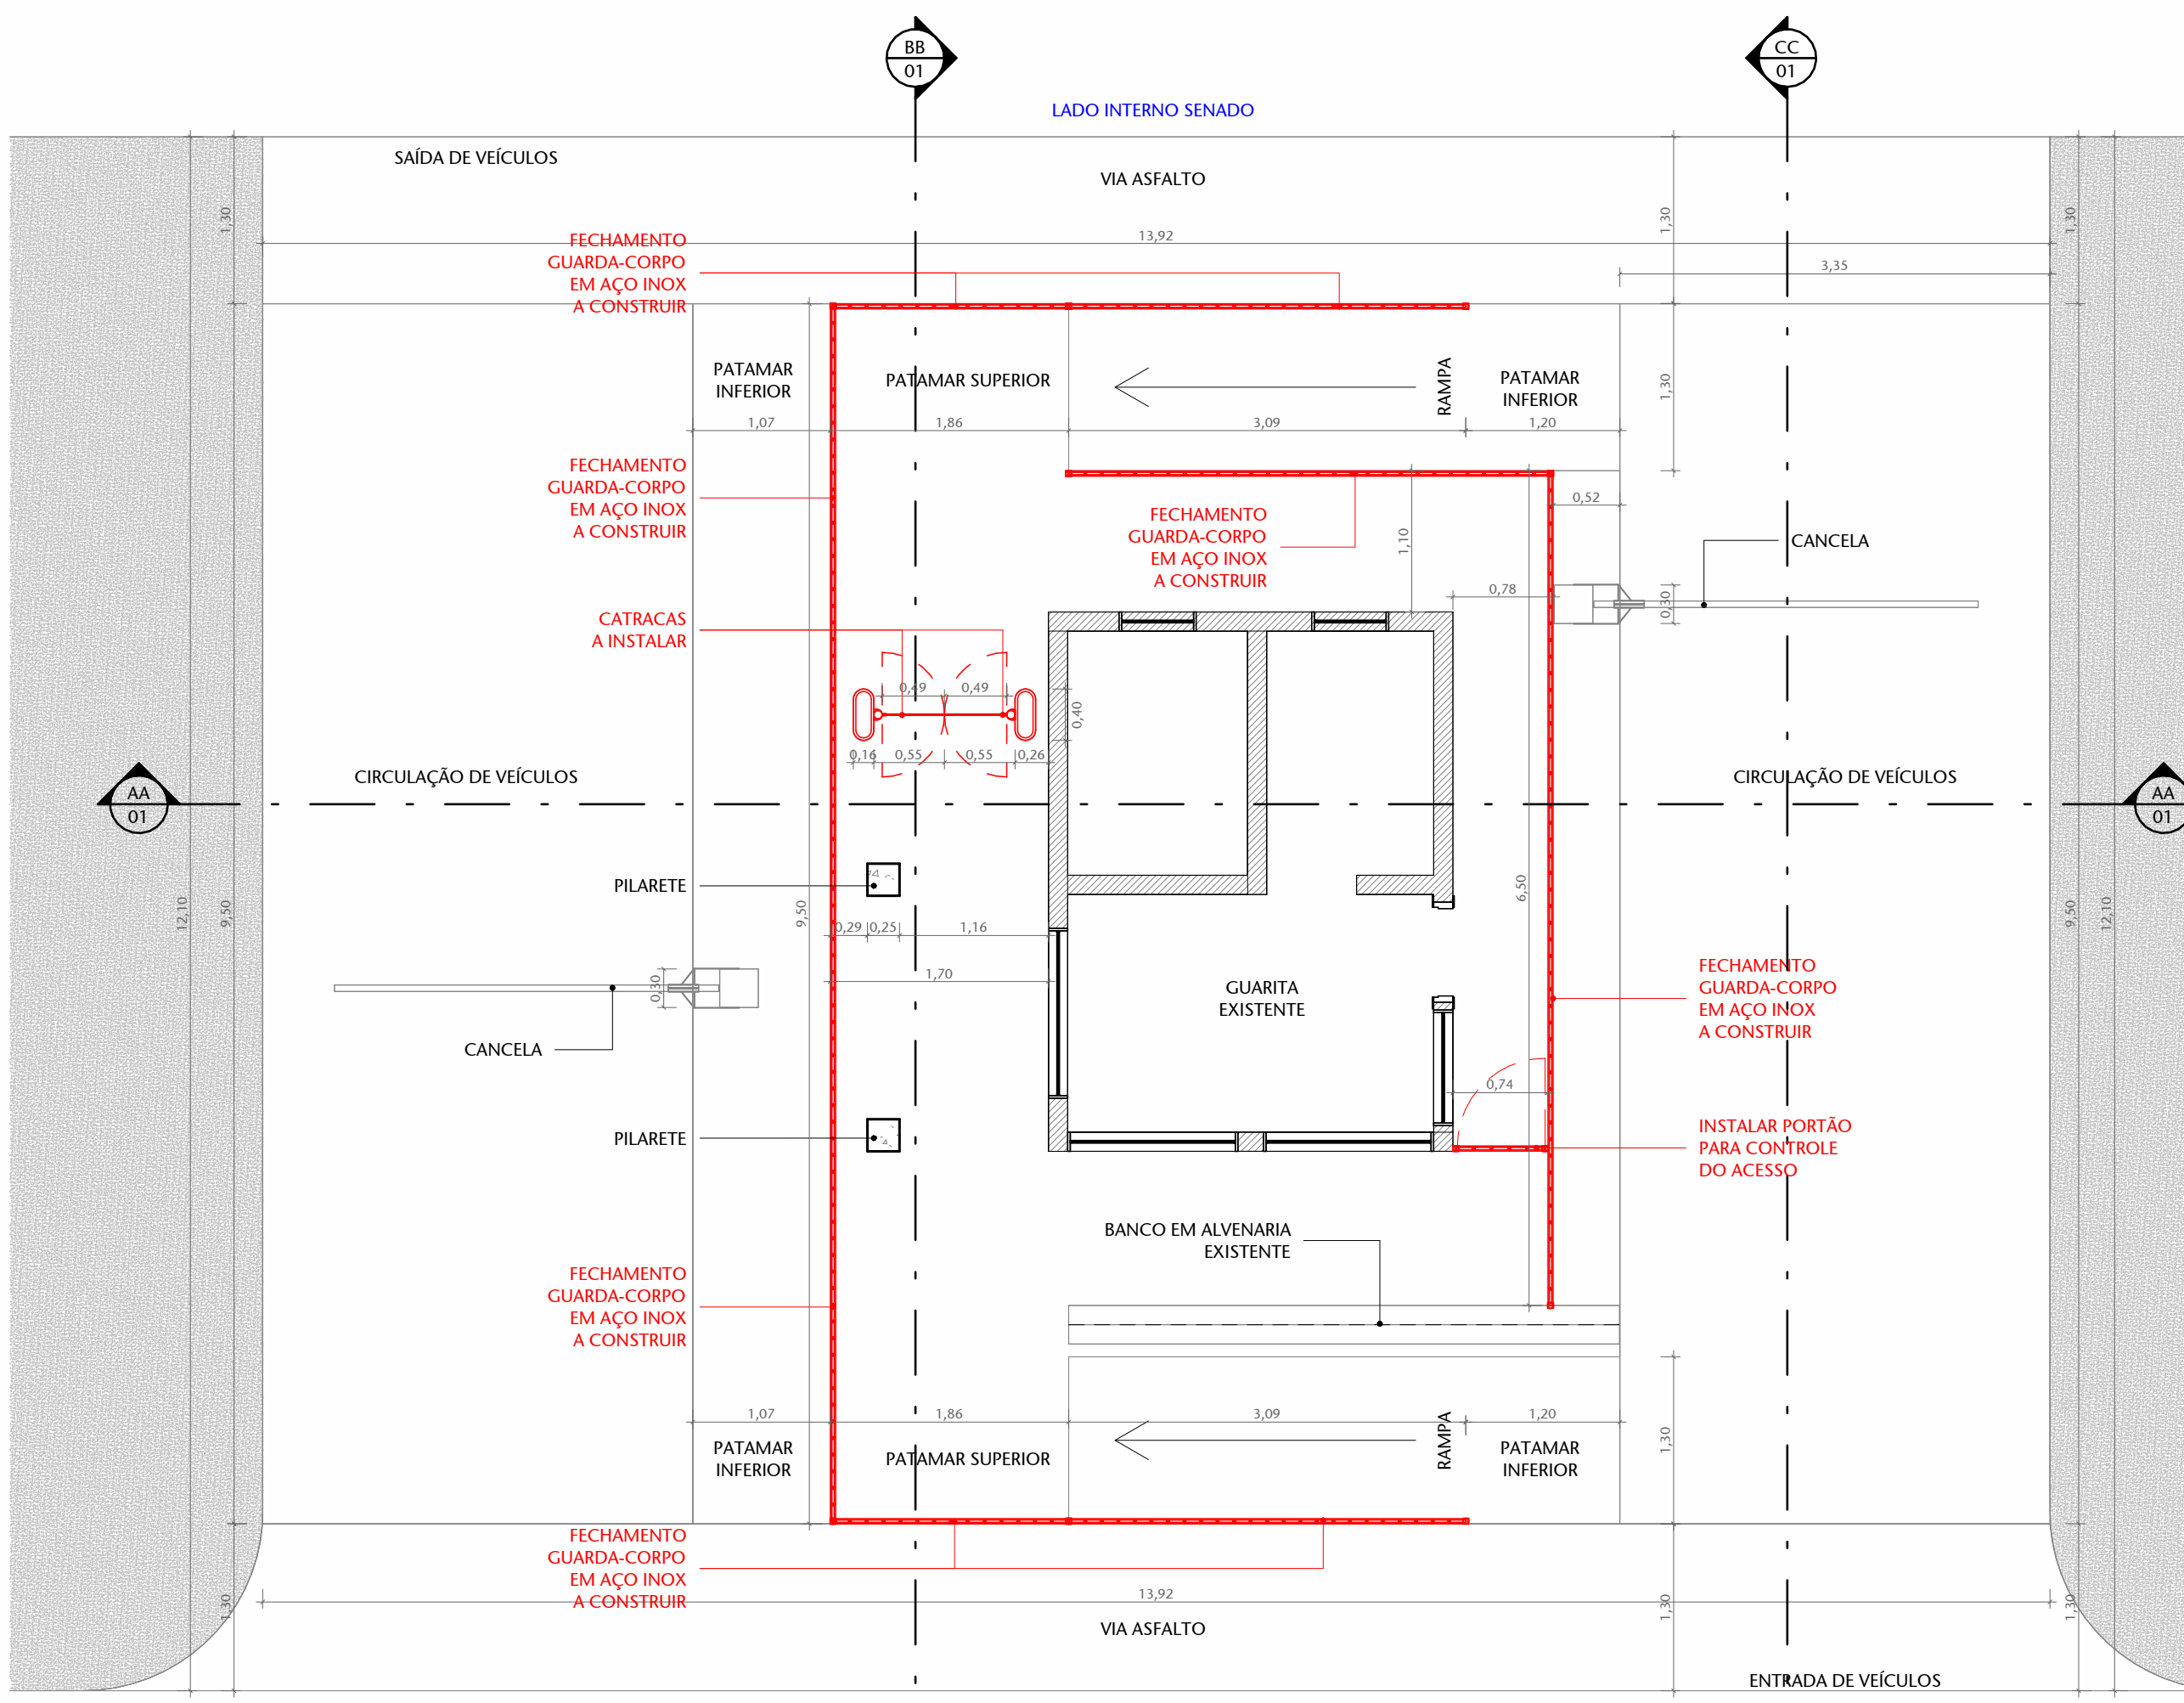


3 PLANTA BAIXA - V101 - TER - ENTRADA SEGRAF - PROPSOTA
ESCALA 1:50

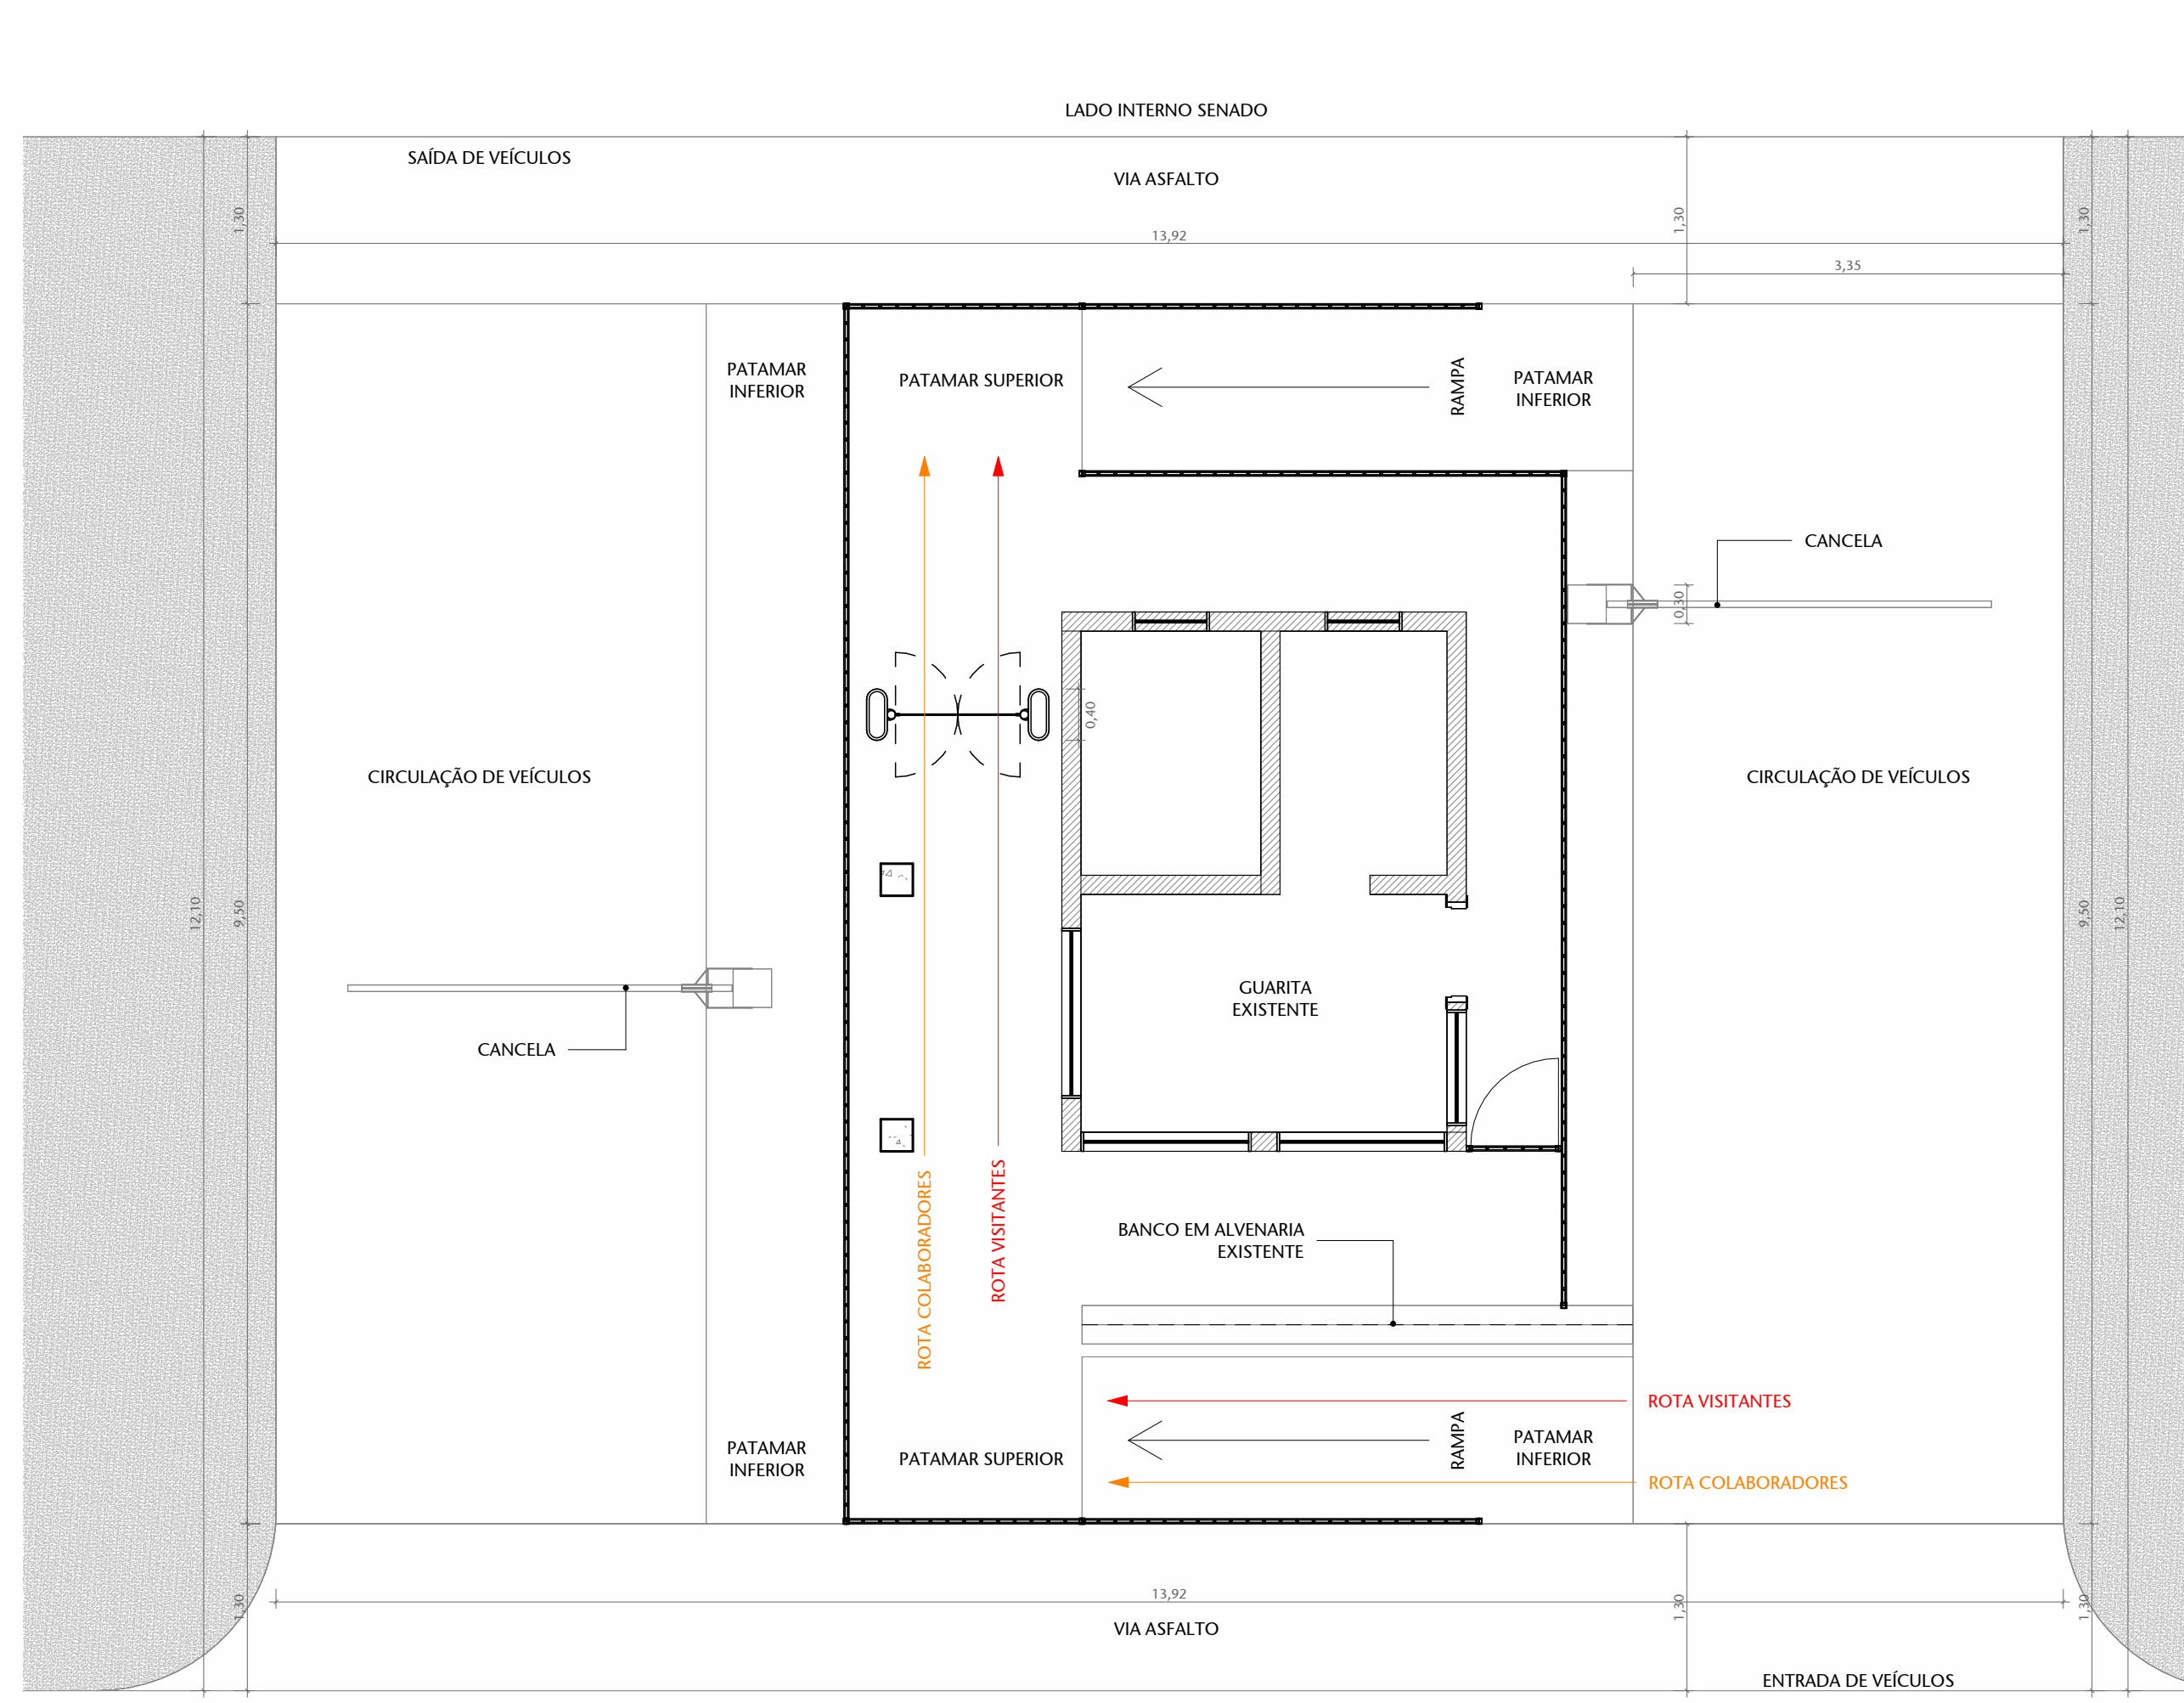


4 PLANTA BAIXA - V101 - TER - ENTRADA SEGRAF - FLUXOS
ESCALA 1:50

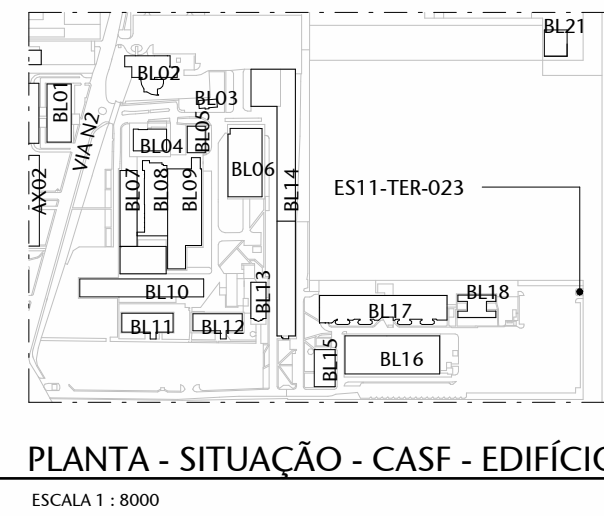


1 PLANTA - SITUAÇÃO - CASF - EDIFÍCIOS
ESCALA 1:8000

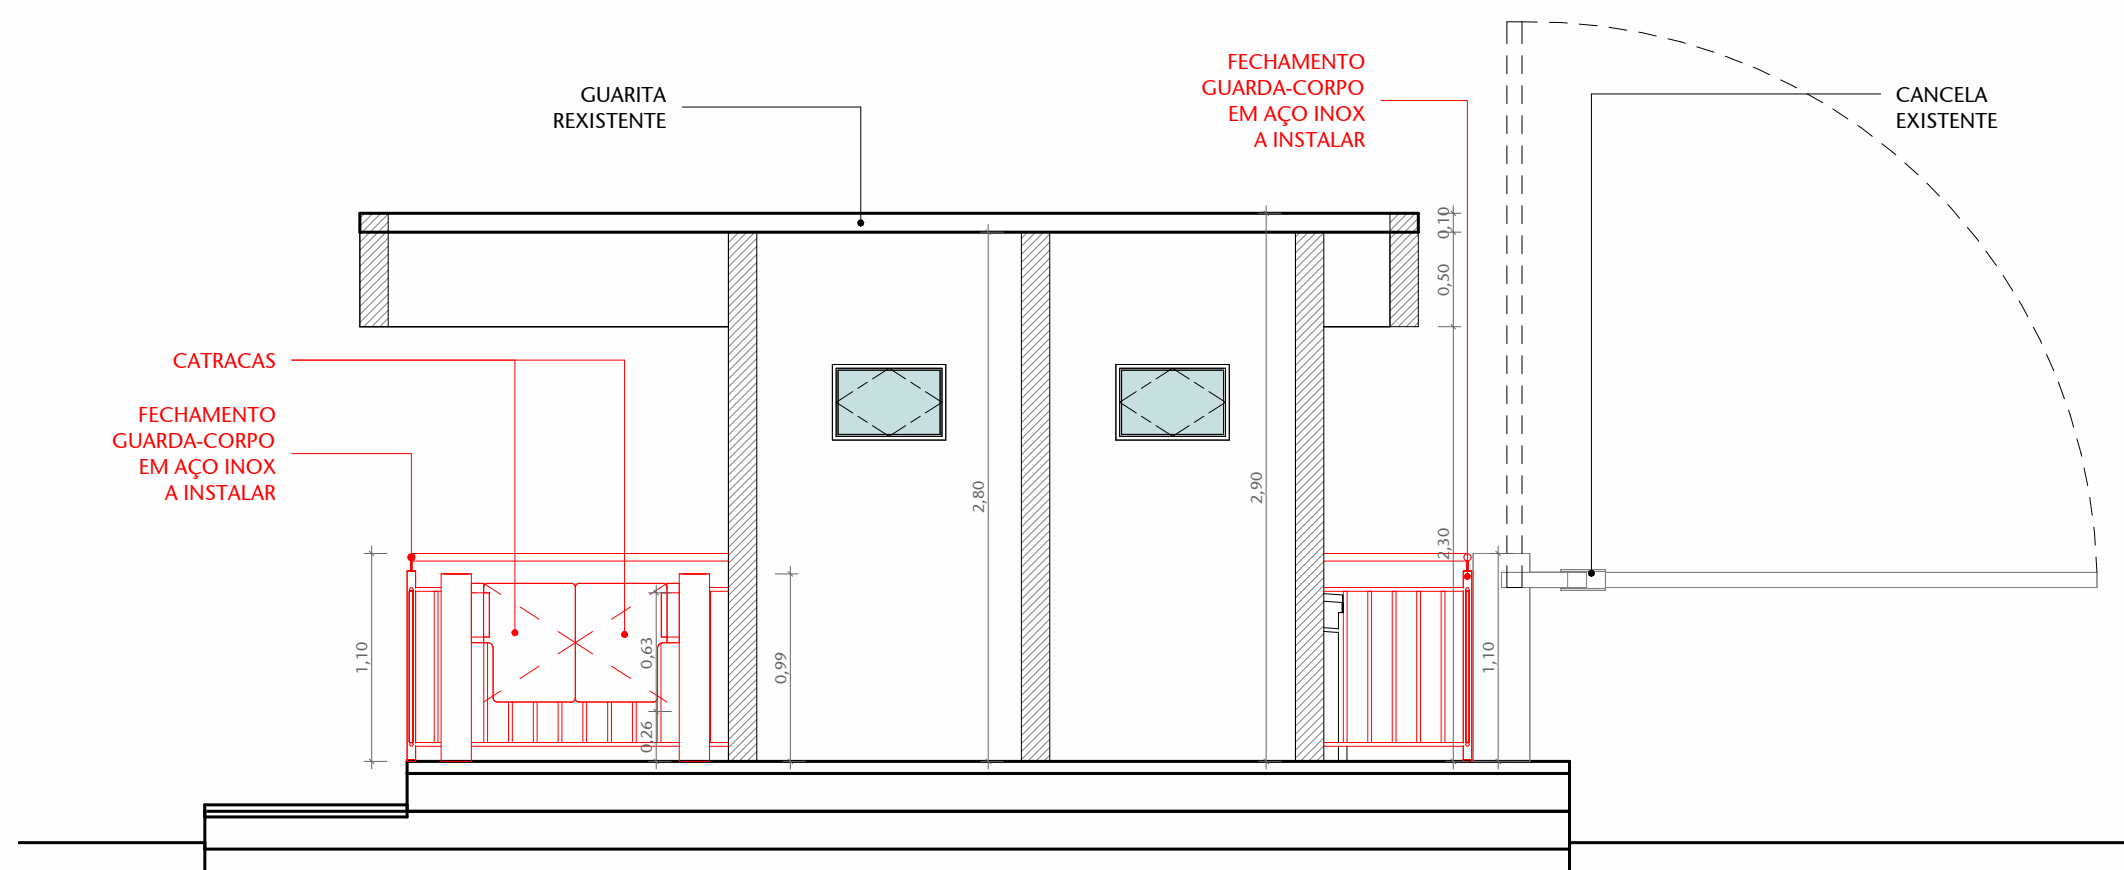


5 CORTE AA
ESCALA 1:40

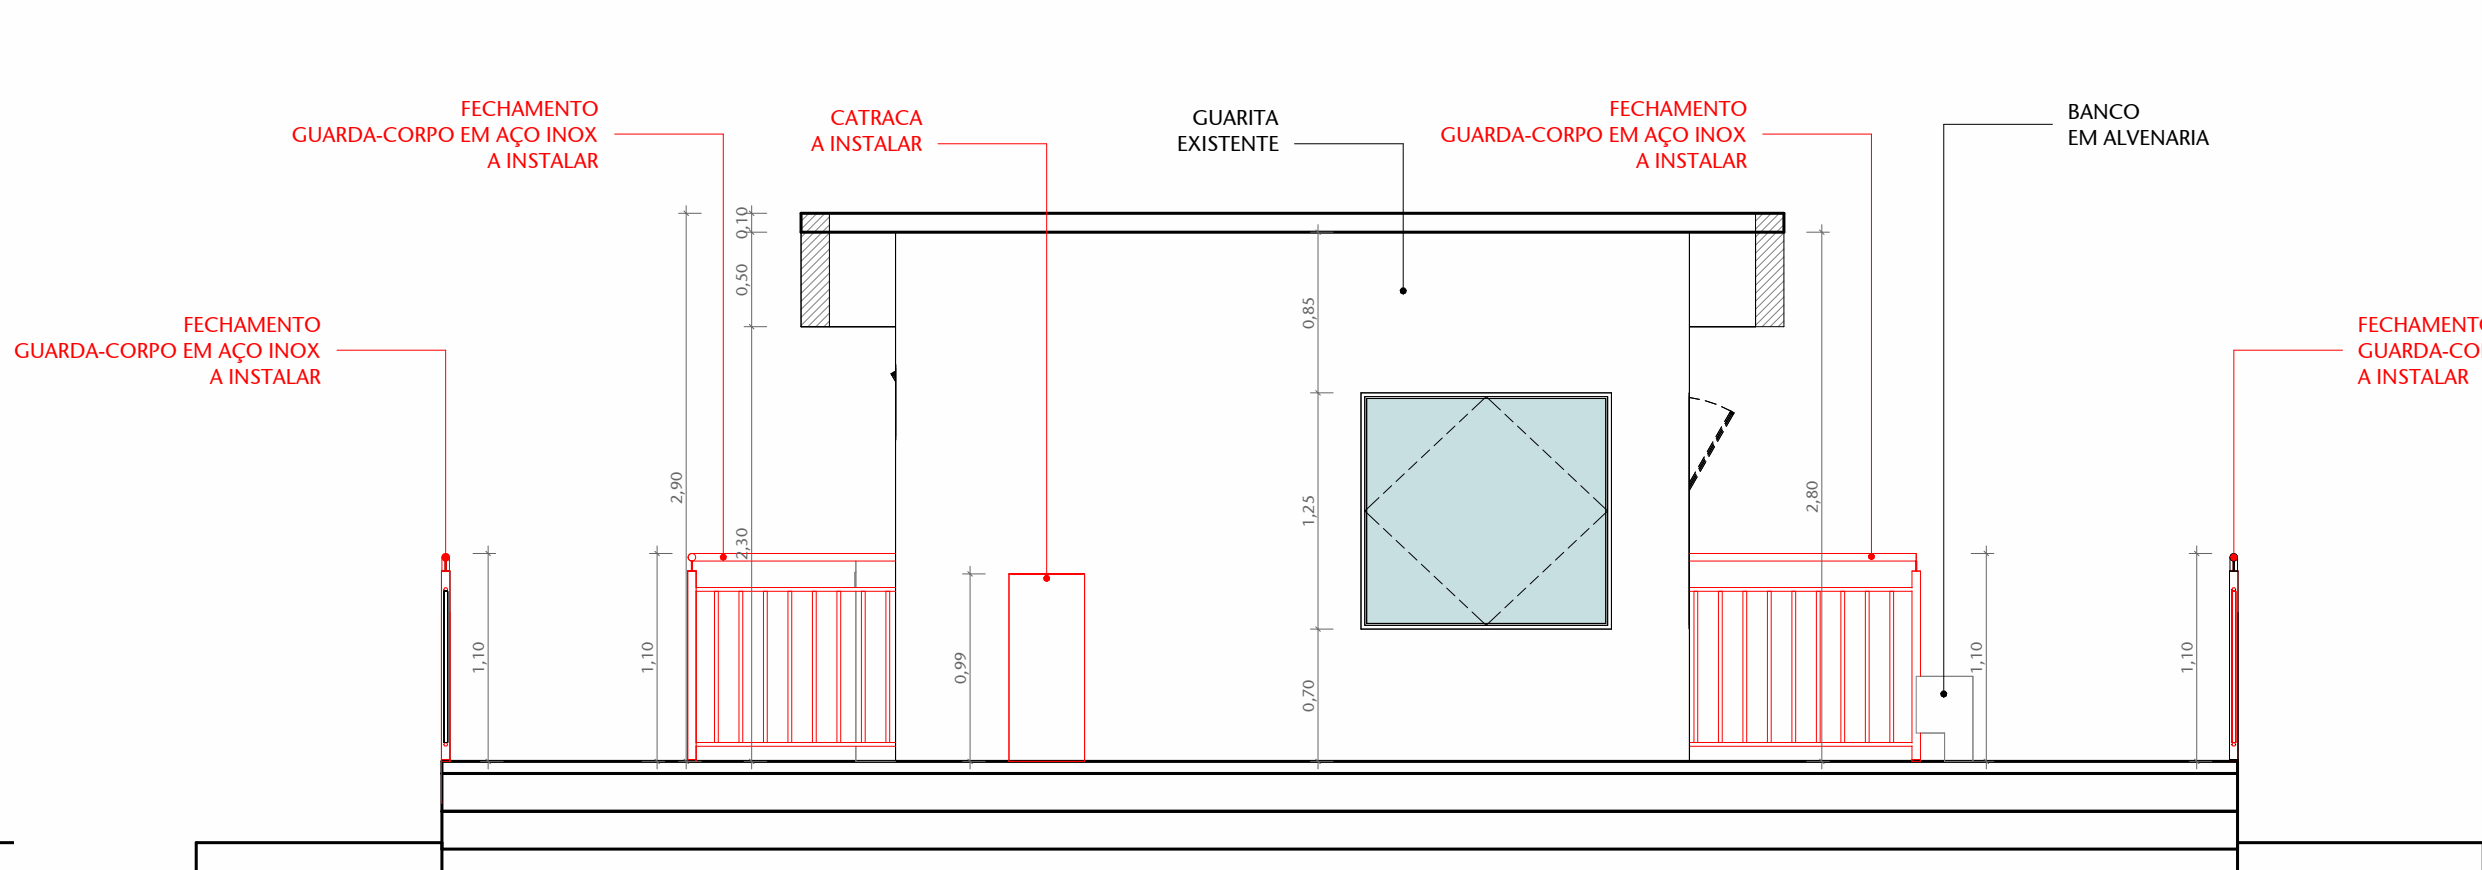


6 CORTE BB
ESCALA 1:40

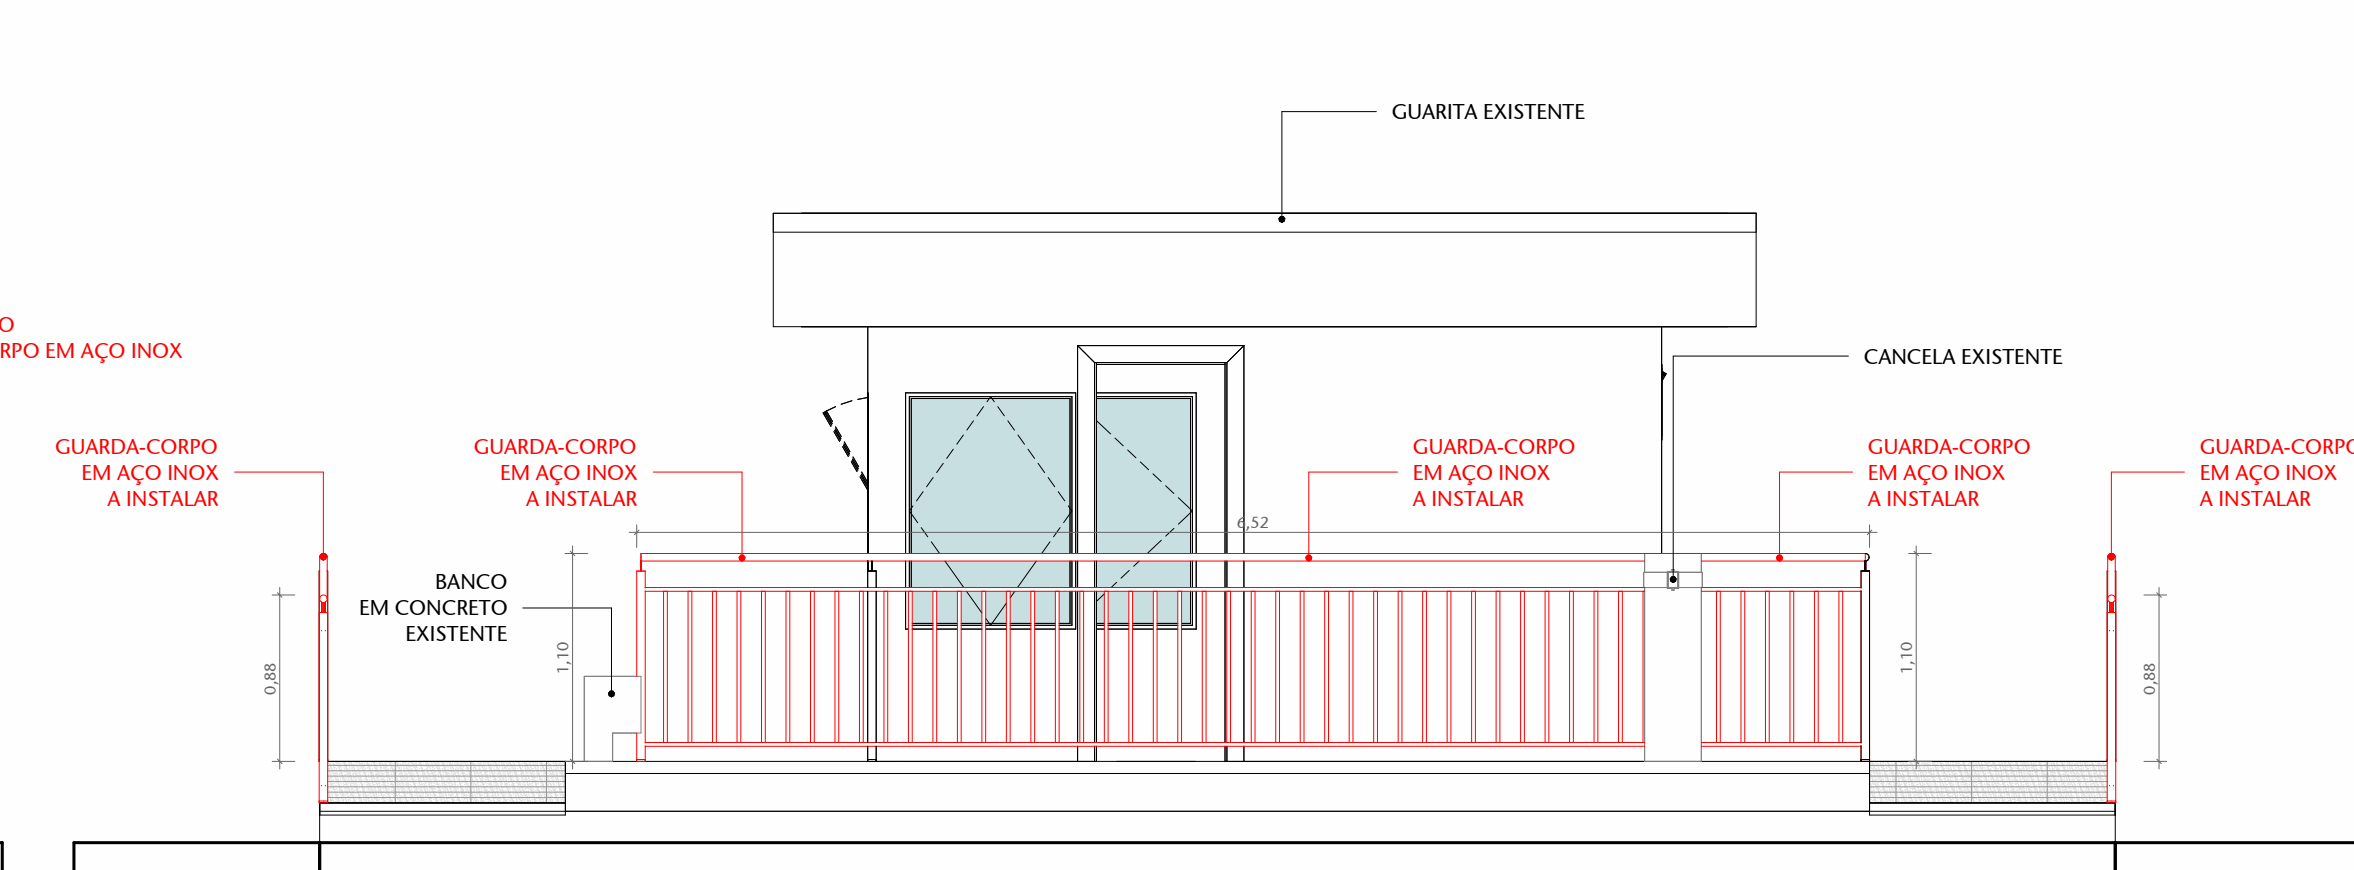

7 CORTE CC
ESCALA 1:40

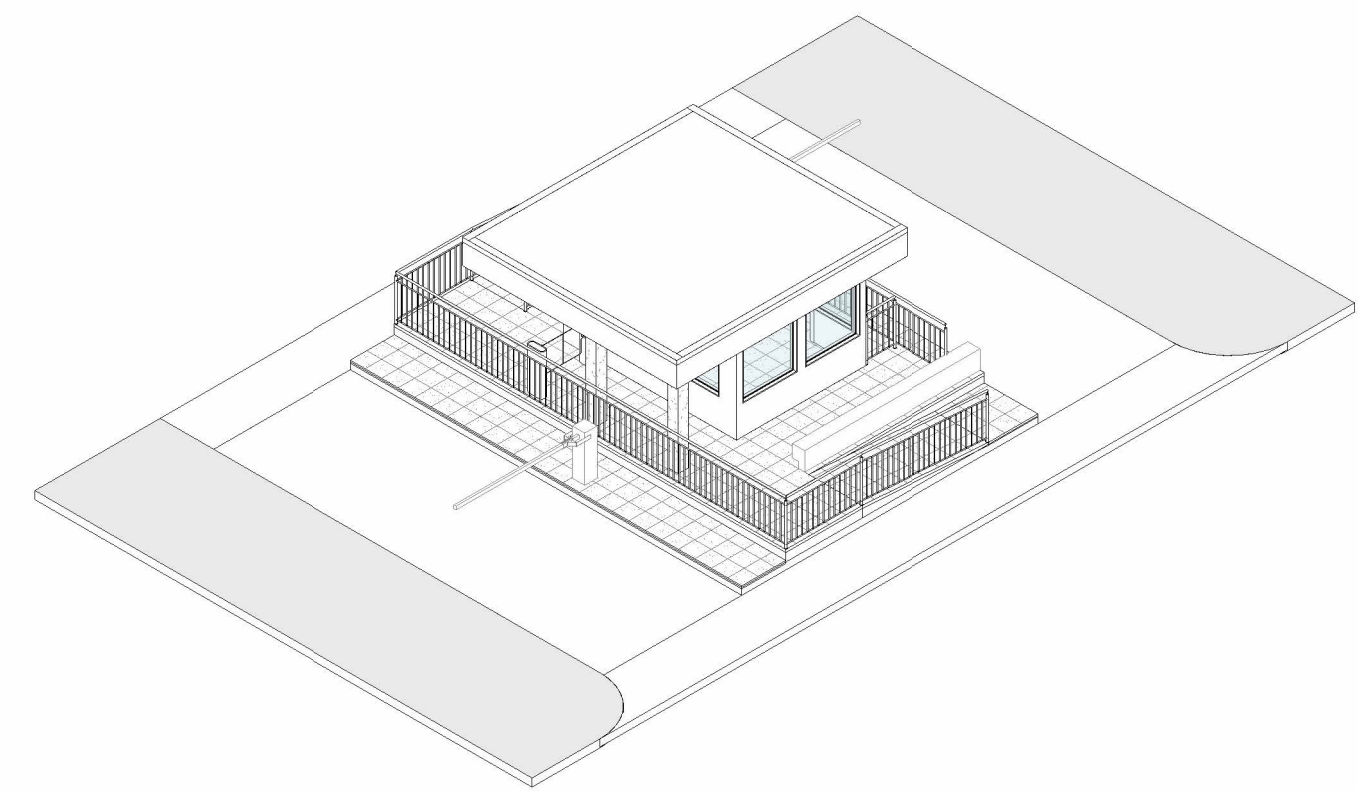

9 PERSPECTIVA - 2
ESCALA 1:50

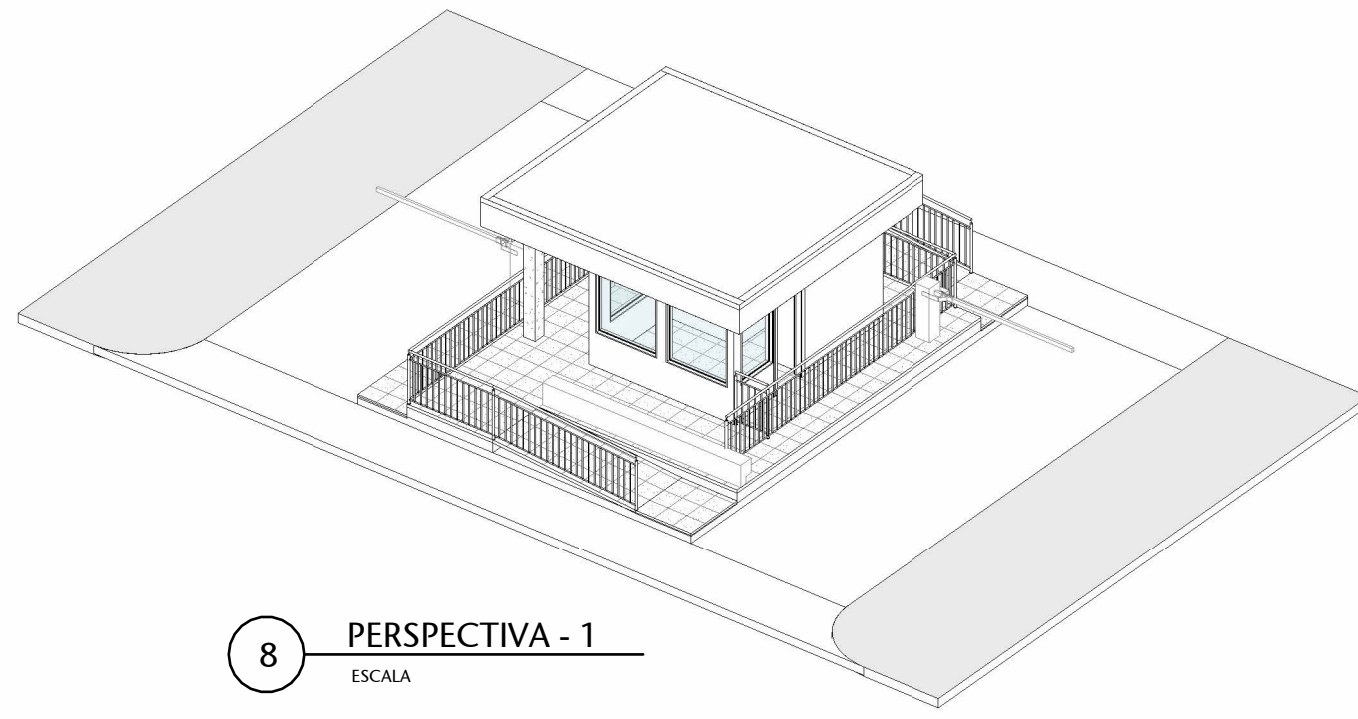

8 PERSPECTIVA - 1
ESCALA 1:50



11 IMAGEM 01
ESCALA 1:50



12 IMAGEM 02
ESCALA 1:50



13 IMAGEM 03
ESCALA 1:50

LEGENDA - CONTROLE DE ACESSO	
SÍMBOLO	DESCRIÇÃO
	BALIZADOR COM SETA
	CATRACA SENTIDO ÚNICO - 60CM
	CATRACA ACESSÍVEL COM SENTIDO ÚNICO - 60CM
	SISTEMA DE INSPEÇÃO POR RAIOS-X
	CABRAMENTO ELÉTRICO
	CABRAMENTO DE DADOS
	ROTA COLABORADORES CADASTRADOS
	ROTA VISITANTES
	ROTA SENSORES
	P.C.R. CADASTRO NO BALCÃO E ACESSO PELA CATRACA DE SAÍDA

OBS.: CONFERIR MEDIDAS NO LOCAL.

01	REVISÃO 04	AP	26/01/2026	EDSON
00	EMIÇÃO INICIAL	AP	01/09/2025	EDSON
02	CONTROLE DE EMISSÃO DE DESENHOS	FASE	DATA	REVISOR

SECRETARIA DE INFRAESTRUTURA	
COORDENAÇÃO DE PROJETOS E REFORMAS	
ORGÃO DEMANDANTE	LOCAL
SECRETARIA DE POLÍCIA DO SENADO FEDERAL	ES11-TER-023

COORDENADOR	CHEFE DE DEPARTAMENTO	PROJETO	FASE	Nº PRIMEIRA
EDSON	EDSON	INSTALAÇÃO CATRACAS CASF	PROJETO BÁSICO	ARQ
EDSON	EDSON	EXISTENTE E PROPOSTA	ESCALA	01/1